


工程名称：2025年水城区21个易扶安置点电动自行车

充电桩建设项目施工图

第1册 共1册

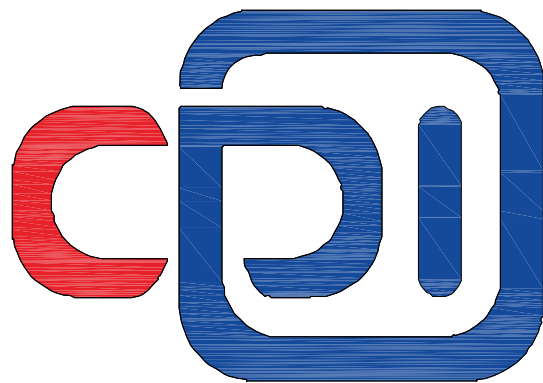

中创合信

ZHONG CHUANG HE XIN

2025年1月

扉 页

工 程 名 称：2025年水城区21个易扶安置点电动自行车充电桩建设项目
建 设 单 位：六盘水市水城区生态移民局
设 计 单 位：中创合信设计集团有限公司

审 定 人	王永亮	王永亮
审 核 人	王 川	王 川
项目负责人	王永亮	王永亮
专业负责人	张建廷	张建廷
校 对	王 川	王 川
设 计	张建廷	张建廷



第一篇 设计总说明

一、项目概况、任务依据、 测设经过及设计标准

1、项目概况

拟建的全区21个乡镇街道易地扶贫搬迁安置点安装自行车充电桩（按每20户配自行车充电桩一个），以及相应供电、雨棚等配套设施。。

水城区位于贵州省西部，“贵州屋脊•中国凉都”——六盘水市核心腹地。全区总面积3040.73平方公里。地处川滇黔桂四省区结合部，素有“四省立交桥”之称。下辖11个镇、10个民族乡、9个街道，1个省级经济开发区。

水城区气候条件独特。境内山高谷深、沟壑纵横，冬无严寒，夏无酷暑，气候温和，雨量充沛，年平均气温15℃，夏季平均气温19.7℃，气候凉爽、舒适、滋润、清新，紫外线辐射适中，是名副其实的天然大空调、生态大氧吧；交通条件便利。地处川、滇、黔、桂四省（区）结合部，位于“毕水兴”经济带中部，素有“四省立交桥”之称。六盘水月照机场距城区仅8公里，高铁六盘水站距城区仅5公里，贵昆铁路、株六复线横贯东西，南昆铁路、内昆铁路、水红铁路连接南北，杭瑞高速、都香高速、水兴高速、六威高速贯穿全境。辖区内路网6000余公里，构成了四通八达的交通网络，交通枢纽和物流通道的地位日益凸显；能源资源富集。被誉为中国野生猕猴桃之乡、中国红豆杉之乡、中国野生刺梨之乡。境内河流纵横交互，北盘江、三岔河穿境而过。地质地貌、山川、峡谷、奇峰异石、洞穴等旅游品种多样。已发现煤炭、铁矿、锰矿、铅矿、锌矿、玄武岩矿产31种，查明矿产地62处，其中煤炭资源储量是全国首批100个重点产煤县之一。

水城区共有21个易扶搬迁安置点，搬迁安置13482户60385人（含建档立卡10107户44553人）。从安置规模看：3000-10000人安置点6个，800-3000人安置点10个，800人以下安置点5个。从安置区域看：城区安置点8个，安置人口41255人，占比68.32%；集镇安置点12个，安置人口18805人，占比31.14%；农村安置点1个，安置人口325人，占比0.54%。

2、施工图设计文件编制依据

- 1、本项目勘察设计合同书；
- 2、《民用建筑设计统一标准》（GB50352-2019）
- 3、《建筑设计防火规范》(GB50016-2014 2018年版)
- 4、《供配电系统设计规范》GB 50052-2009
- 5、《农村防火规范》GB50039-2010。
- 6、《通用用电设备配电设计规范》GB 50055-2011

一、安全标准

安全距离：充电桩与建筑物的距离应不小于2米，与露天可燃物品的距离应不小于5米。

安全提示：充电桩应有安全提示标识，明确指示**充电过程中的注意事项**。

二、功能标准

充电模式：充电桩应支持多种充电模式，如快充、慢充等，以满足不同用户的需求。

充电时间：充电桩的充电时间应合理，以保障用户在需要时能够及时充电。

充电功率：充电桩的充电功率应可调节，以满足不同类型非机动车的充电需求。

三、设计标准



2025年2025年水城区21个易扶安置点电动自行车充电桩建设项目

设备材质：充电桩的设备材质应符合防水、防尘、防腐蚀等要求，以确保设备在恶劣环境下的稳定性。

外观设计：充电桩的外观设计应简洁大方，易于操作，同时应考虑与周围环境的协调。

操作界面：充电桩的操作界面应简单易懂，方便用户进行操作。

四、环境标准

适用区域：充电桩应适用于不同类型非机动车的停车区域，如小区、商场、道路等。

环境温度：充电桩应能够在不同环境温度下正常工作，并具备过温保护功能。

防水防尘：充电桩应具备一定的防水防尘能力，以应对不同环境下的使用需求。

五、标识标准


品牌标识：充电桩上应明确标示品牌标识，以使用户识别。安全提示标识：充电桩上应标有醒目的安全提示标识，提醒用户注意安全使用。充电状态标识：充电桩上应显示明确的充电状态标识，以方便用户了解充电进程。



图纸目录

序号	图号	图名	图纸张数	图纸规格	备注	序号	图号	图名	图纸张数	图纸规格	备注
1		封面	2								
2		图纸目录	1								
3	01-02	新桥社区易扶安置点充电桩	1								
4	03-04	索玛社区易扶安置点充电桩	1								
5	05-06	新业社区易扶安置点充电桩	1								
6	07-08	化乐易扶安置点充电桩	1								
7	09-10	陡箐易扶安置点充电桩	1								
8	11-12	和欣社区易扶安置点充电桩	1								
9	13-14	哈青易扶安置点充电桩	1								
10	15-16	龙场易扶安置点充电桩	1								
11	17-18	蟠龙易扶安置点充电桩	1								
12	19-20	比德易扶安置点充电桩	1								
13	21-22	米罗易扶安置点充电桩	1								
14	23-24	沙龙社区充电桩	1								
15	25-26	住武社区充电桩	1								
16	27-28	顺场易扶安置点充电桩	1								
17	29-30	鸡场易扶安置点充电桩	1								
18	31-32	阿娄社区充电桩	1								
19	33-34	海坪村充电桩	1								
20	35	主要工程量表	1								

贵州省建设工程勘察出图专用章
中创合信设计集团有限公司
资质证书编号: A352012626 有效期至: 2026年09月17日

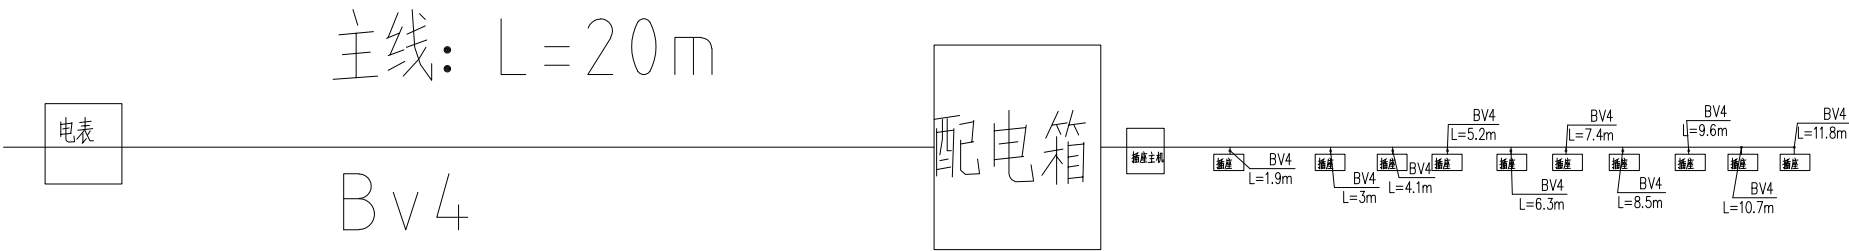

非机动车充电桩平面图

新桥社区

贵州省建设工程勘察设计单位专用章

中创合信设计集团有限公司

资质证书编号: A352012626 有效期至: 2026年09月17日

比例: 1:100

除特殊说明外, 本图按此比例施工。

每个点位15个充电桩, 每个点位1个监控器10m监控线



中创合信

ZHONG CHUANG HE XIN

资质证书编号: A352012626
建筑行业(建筑工程)乙级
市政行业乙级
水利行业丙级
公路行业(公路)专业丙级
风景园林专项乙级
环境工程(水污染防治工程、大气污染防治工程、固体废物处理处置工程)专项乙级

备注

REMARK

项目编码
(打码机打码位置)

STAMP

审定
AUTHORIZED
FOR ISSUE BY

王永亮

王永亮

审核
REVIEWED BY

王川

王川

项目负责人
PROJECT DIRECTOR

王永亮

王永亮

专业负责
DISCIPLINE
RESPONSIBLE

张建廷

张建廷

校对
PRECHECKED BY

王川

王川

设计
DESIGNED BY

张建廷

张建廷

建设单位
CONSTRUCT WITH

六盘水市水城区生态移民局

工程名称
PROJECT

2025年水城区21个易扶安置点电动自行车充电桩建设项目

子项名称
ITEM

图名

DRAWING TITLE

新桥社区易扶安置点充电桩

设计号
PRO NO.

图号
DRAWING NO.

01

版次

CHANGED NO.

A

图别
DWC TYPE


日期

DATE


2025. 1

注意:


本图须经签署并加盖本公司专用出图章方为有效;
本施工图应经相关部门审批通过后方可施工;
本图版权归中创合信设计集团有限公司所有。

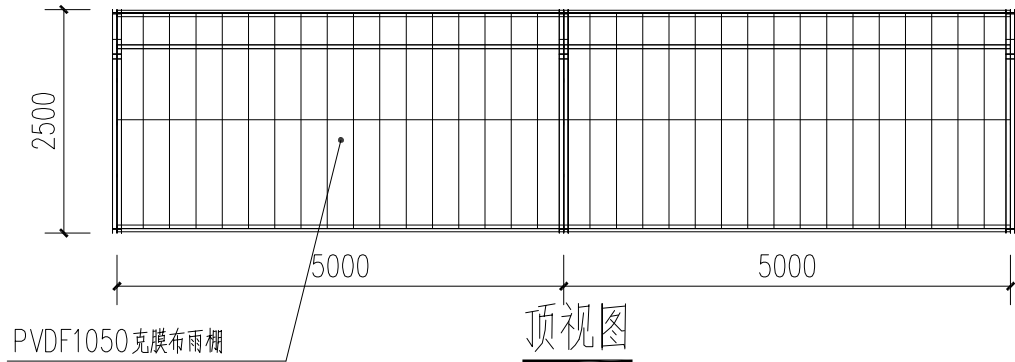


顶视图

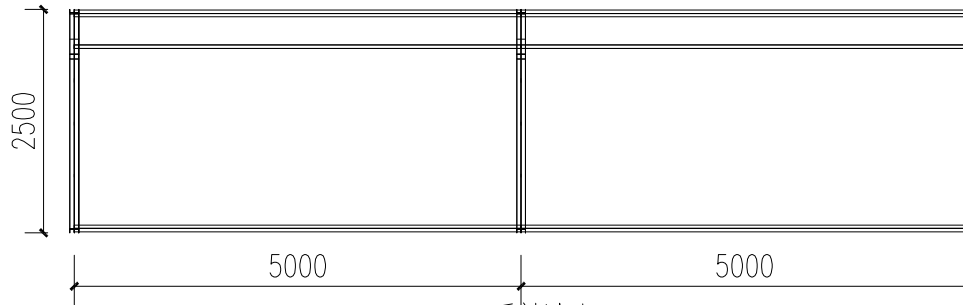


顶视图

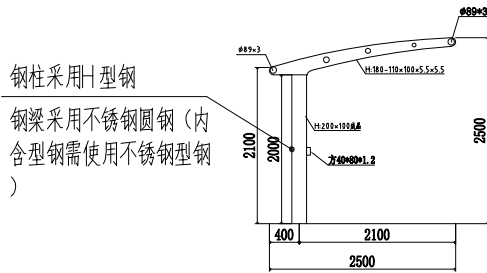


左视图

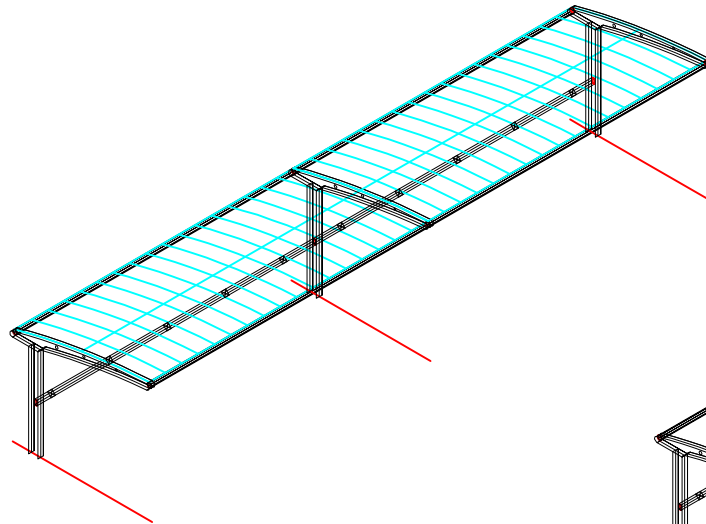

轴侧图

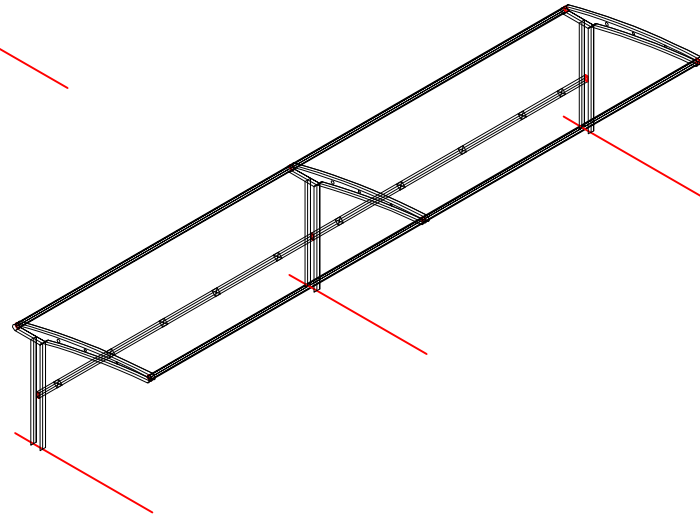

轴侧图

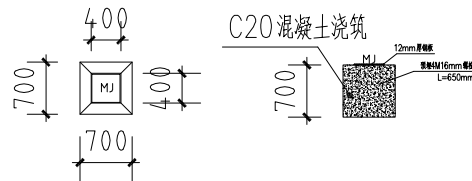

基础大样图

新桥社区

贵州省建设工程勘察测绘图专用章
中创合信设计集团有限公司
资质证书编号: A352012626 有效期至: 2026年09月1日



中创合信

ZHONG CHUANG HE XIN

资质证书编号: A352012626
建筑行业(建筑工程)乙级
市政行业乙级
水利行业丙级
公路行业(公路)专业丙级
风景园林专项乙级
环境工程(水污染防治工程、大气污染防治工程、固体废物处理处置工程)专项乙级

备注

项目编码
(打码机打码位置)

审定 AUTHORIZED FOR ISSUE BY	王永亮	王永亮
审核 REVIEWED BY	王川	王川
项目负责人 PROJECT DIRECTOR	王永亮	王永亮
专业负责 DISCIPLINE RESPONSIBLE	张建廷	张建廷
校对 PRECHECKED BY	王川	王川
设计 DESIGNED BY	张建廷	张建廷

建设单位
CONSTRUCT WITH 六盘水市水城区生态移民局

工程名称
PROJECT 2025年水城区21个易扶安置点电动自行车充电桩建设项目

子项名称
ITEM


图名
DRAWING TITLE 新桥社区易扶安置点充电桩

设计号
PRO NO.



图号 DRAWING NO.	02	版次 CHANGED NO.	A
-------------------	----	-------------------	---

图别 DWC TYPE		日期 DATE	2025.1
----------------	--	------------	--------

 注意:
本图须经签署并加盖本公司专用出图章方为有效;
本施工图应经相关部门审批通过后方可施工;
本图版权归中创合信设计集团有限公司所有。



索玛社区

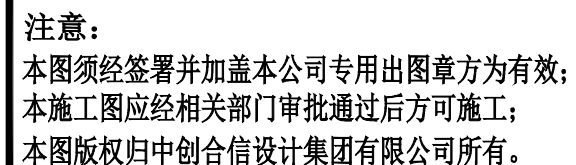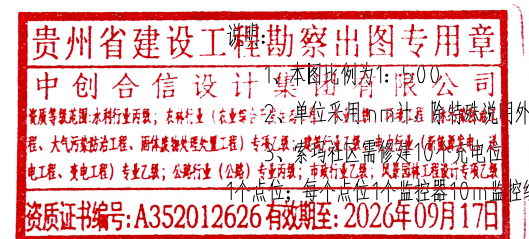



中创合信

ZHONG CHUANG HE XIN

资质证书编号: A352012626
建筑行业(建筑工程)乙级
市政行业乙级
水利行业丙级
公路行业(公路)专业丙级
风景园林专项乙级
环境工程(水污染防治工程、大气污染防治工程、固体废物处理处置工程)专项乙级

备注

REMARK

项目编码

STAMP

(打码机打码位置)

审定

AUTHORIZED
FOR ISSUE BY

王永亮

王永亮

审核

REVIEWED BY

王川

王川

项目负责人

PROJECT DIRECTOR

王永亮

王永亮

专业负责

DISCIPLINE
RESPONSIBLE

张建廷

张建廷

校对

PRECHECKED BY

王川

王川

设计

DESIGNED BY

张建廷

张建廷

建设单位

CONSTRUCT WITH

六盘水市水城区生态移民局

工程名称

PROJECT

2025年水城区21个易扶安置点电动自行车充电桩建设项目

子项名称

ITEM

图名

DRAWING TITLE

索玛社区易扶安置点充电桩

设计号

PRO NO.

图号

DRAWING NO.

04

版次

CHANGED NO.

A

图别

DWG TYPE


日期

DATE

2025.1


注意:

本图须经签署并加盖本公司专用出图章方为有效;
本施工图应经相关部门审批通过后方可施工;
本图版权归中创合信设计集团有限公司所有。

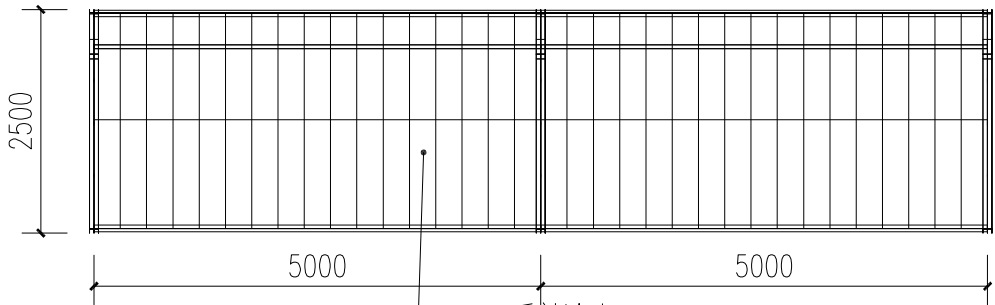

PVDF1050克膜布雨棚


顶视图

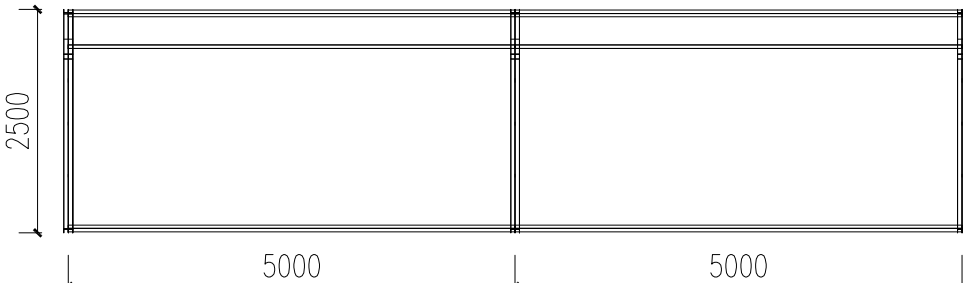


顶视图

钢柱采用H型钢


钢梁采用不锈钢圆钢(内含型钢需使用不锈钢型钢)

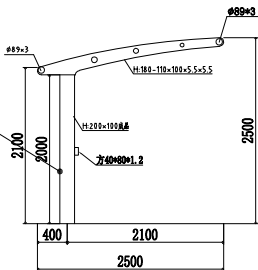


左视图

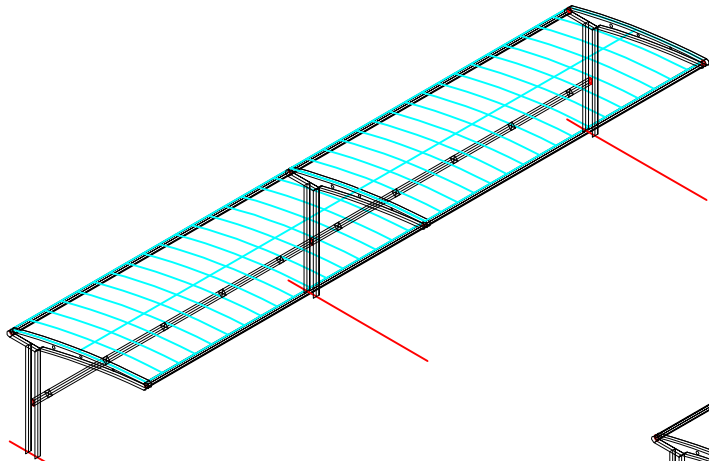

轴侧图

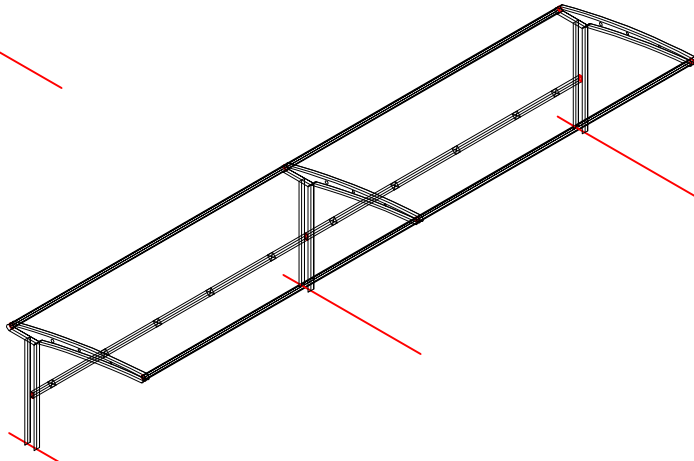


轴侧图

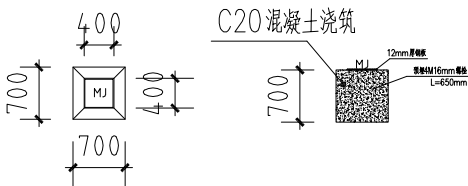

基础大样图

索玛社区

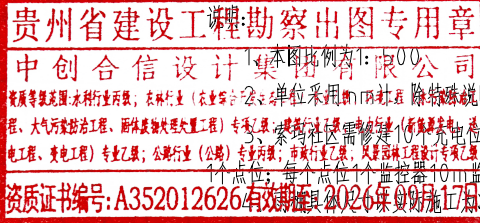

5、部分位置需要混凝土浇筑路面 C20按150mm混凝土路面浇筑及50mm碎石铺垫,暂按每个充电位2m²计算,具体按现场据实结算



中创合信

ZHONG CHUANG HE XIN

资质证书编号: A352012626
建筑行业（建筑工程）乙级
市政行业乙级
水利行业丙级
公路行业（公路）专业丙级
风景园林专项乙级
环境工程（水污染防治工程、大气污染防治工程、固体废物处理处置工程）专项乙级

备注

REMARK

项目编码
(打码机打码位置)

STAMP

审 定
AUTHORIZED
FOR ISSUE BY

王永亮

王永亮

审 核
REVIEWED BY

王 川

王 川

项目负责
PROJECT DIRECTOR

王永亮

王永亮

专业负责
DISCIPLINE
RESPONSIBLE

张建廷

张建廷

校 对
PRECHECKED BY

王 川

王 川

设 计
DESIGNED BY

张建廷

张建廷

建设单位
CONSTRUCT WITH

六盘水市水城区生态移民局

工程名称
PROJECT

2025年水城区21个易扶安置点电动自行车充电桩建设项目

子项名称
ITEM

图名

DRAWING TITLE

新业社区易扶安置点充电桩

设计号
PRO NO.

图 号
DRAWING NO.

05

版次
CHANGED NO.


A

图 别
DWG TYPE

日 期
DATE

2025. 1

注意：
本图须经签署并加盖本公司专用出图章方为有效；
本施工图应经相关部门审批通过后方可施工；
本图版权归中创合信设计集团有限公司所有。

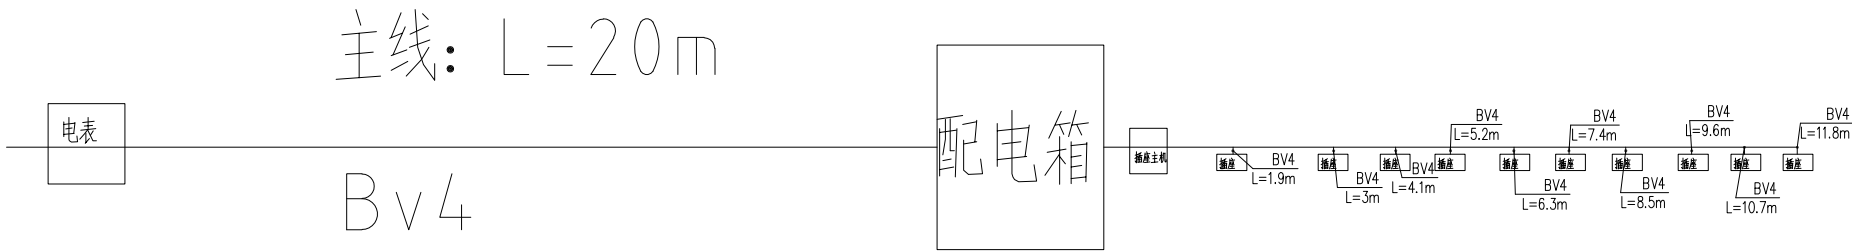


非机动车充电桩平面图

说明:

- 1、本图比例为1: 500
- 2、单位采用mm计, 除特殊说明外

新业社区

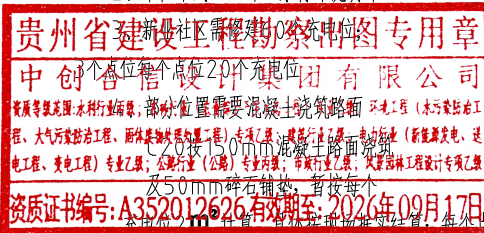

5、雨棚具体尺寸以实际施工为准



中创合信

ZHONG CHUANG HE XIN

资质证书编号: A352012626
建筑行业(建筑工程)乙级
市政行业乙级
水利行业丙级
公路行业(公路)专业丙级
风景园林专项乙级
环境工程(水污染防治工程、大气污染防治工程、固体废物处理处置工程)专项乙级

备注

REMARK

项目编码

STAMP

(打码机打码位置)

审定

AUTHORIZED
FOR ISSUE BY

王永亮

王永亮

审核

REVIEWED BY

王川

王川

项目负责人

PROJECT DIRECTOR

王永亮

王永亮

专业负责

DISCIPLINE
RESPONSIBLE

张建廷

张建廷

校对

PRECHECKED BY

王川

王川

设计

DESIGNED BY

张建廷

张建廷

建设单位

CONSTRUCT WITH

六盘水市水城区生态移民局

工程名称

PROJECT

2025年水城区21个易扶安置点电动自行车充电桩建设项目

子项名称

ITEM

图名

DRAWING TITLE

新业社区易扶安置点充电桩

设计号

PRO NO.

图号

DRAWING NO.

06

版次

CHANGED NO.

A

图别

DWG TYPE


日期

DATE

2025. 1


注意:

本图须经签署并加盖本公司专用出图章方为有效;
本施工图应经相关部门审批通过后方可施工;
本图版权归中创合信设计集团有限公司所有。

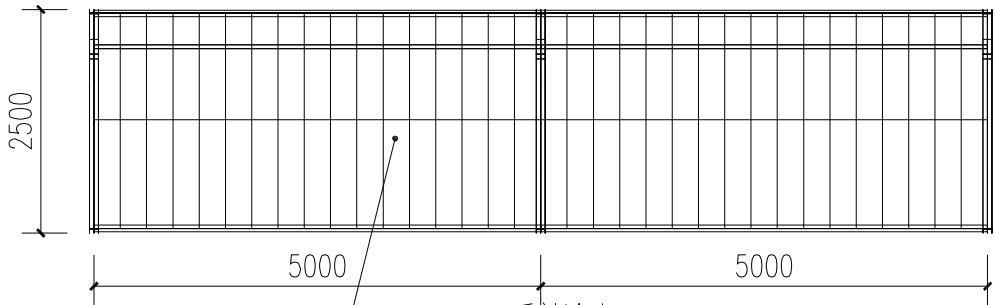


PVDF1050克膜布雨棚

顶视图

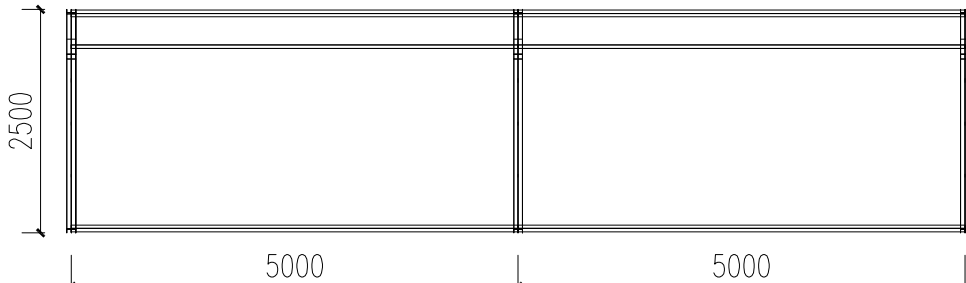


顶视图


钢柱采用H型钢
钢梁采用不锈钢圆钢(内
含型钢需使用不锈钢型钢
)

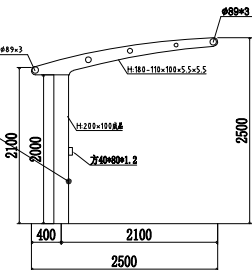


左视图

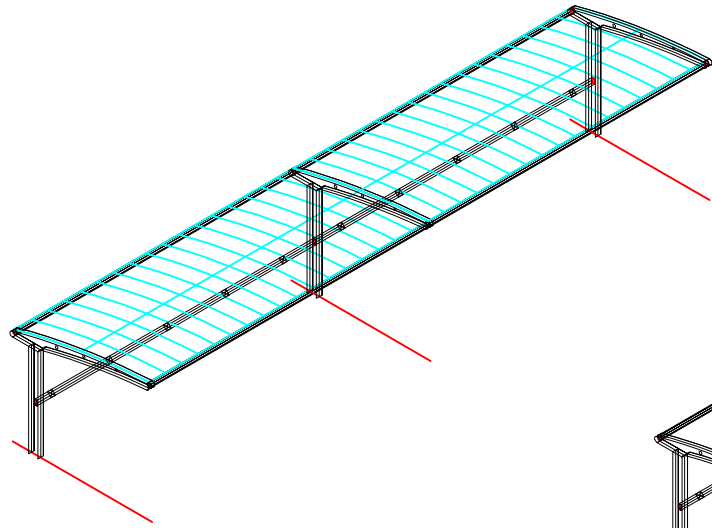

轴侧图

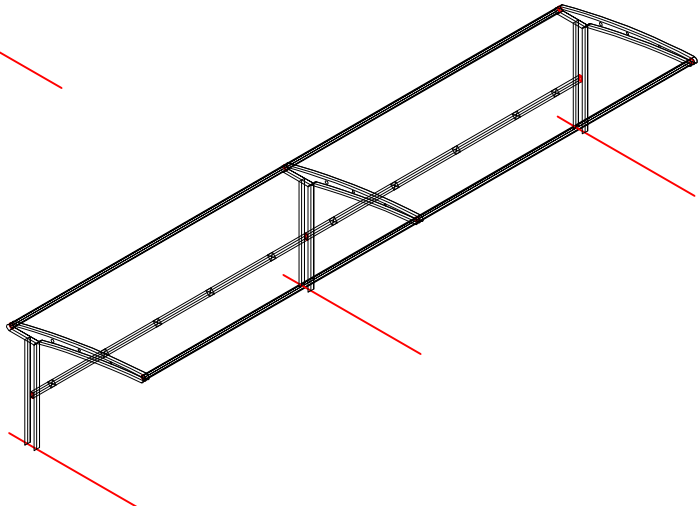

轴侧图

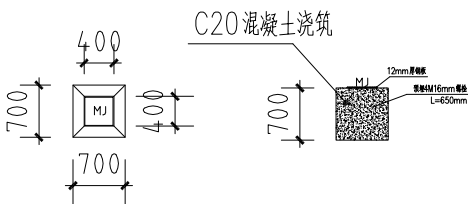

基础大样图

说明:

- 1、本图比例为1: 500
- 2、单位采用mm计, 除特殊说明外

贵州省建设工程勘察设计集团有限公司

中创合信设计集团有限公司

资质证书编号: A352012626

有效期至: 2026年09月17日

- 5、雨棚具体尺寸以实际施工为准




资质证书编号：A352012626
建筑行业（建筑工程）乙级
市政行业乙级
水利行业丙级
公路行业（公路）专业丙级
风景园林专项乙级
环境工程（水污染防治工程、大气污染防治工程、
固体废物处理处置工程）专项乙级

备注	REMARK
----	--------

项目编码 STAMP
(打码机打码位置)

注意:
本图须经签署并加盖本公司专用出图章方为有效;
本施工图应经相关部门审批通过后方可施工;
本图版权归中创合信设计集团有限公司所有。

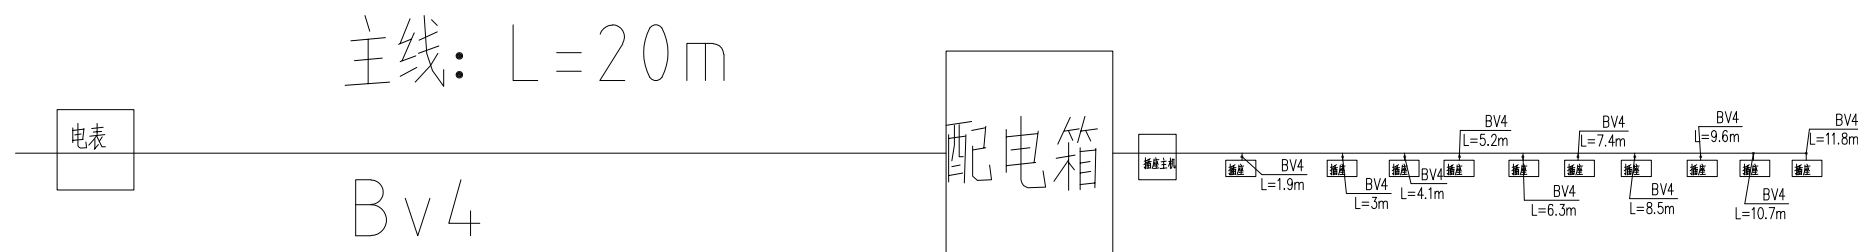

非机动车充电桩平面图

说明:

1、本图比例为1: 500

~~SECRET~~

[illegible]

充电位2㎡计算，具体按现场据实结算；每个点位1个监控器10m监控线

化乐安置点



中创合信

ZHONG CHUANG HE XIN

资质证书编号: A352012626
建筑行业(建筑工程)乙级
市政行业乙级
水利行业丙级
公路行业(公路)专业丙级
风景园林专项乙级
环境工程(水污染防治工程、大气污染防治工程、固体废物处理处置工程)专项乙级

备注

REMARK

项目编码

STAMP

(打码机打码位置)

审定

AUTHORIZED
FOR ISSUE BY

王永亮

王永亮

审核

REVIEWED BY

王川

王川

项目负责人

PROJECT DIRECTOR

王永亮

王永亮

专业负责

DISCIPLINE
RESPONSIBLE

张建廷

张建廷

校对

PRECHECKED BY

王川

王川

设计

DESIGNED BY

张建廷

张建廷

建设单位

CONSTRUCT WITH

六盘水市水城区生态移民局

工程名称

PROJECT

2025年水城区21个易扶安置点电动自行车充电桩建设项目

子项名称

ITEM

图名

DRAWING TITLE

化乐易扶安置点充电桩

设计号

PRO NO.

图号

DRAWING NO.

08

版次

CHANGED NO.

A

图别

DWG TYPE


日期

DATE

2025. 1


注意:

本图须经签署并加盖本公司专用出图章方为有效;
本施工图应经相关部门审批通过后方可施工;
本图版权归中创合信设计集团有限公司所有。

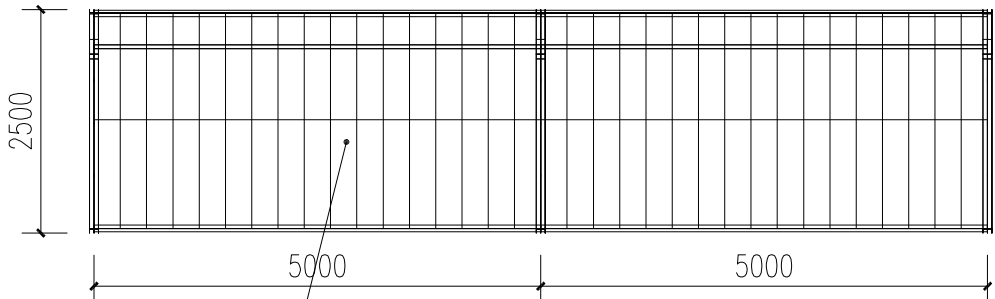


PVDF1050克膜布雨棚

顶视图

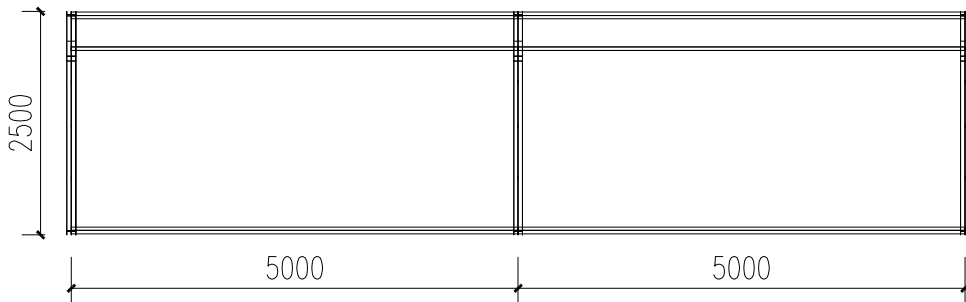


顶视图


钢柱采用H型钢
钢梁采用不锈钢圆钢(内
含型钢需使用不锈钢型钢)

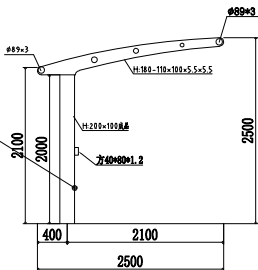


左视图

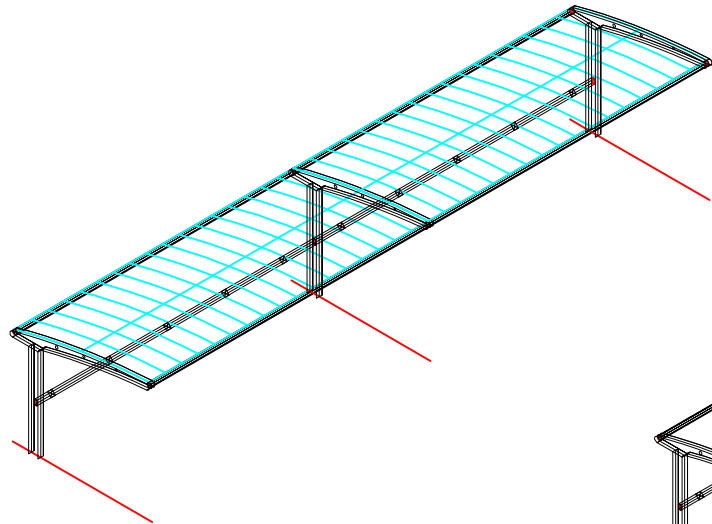

轴侧图

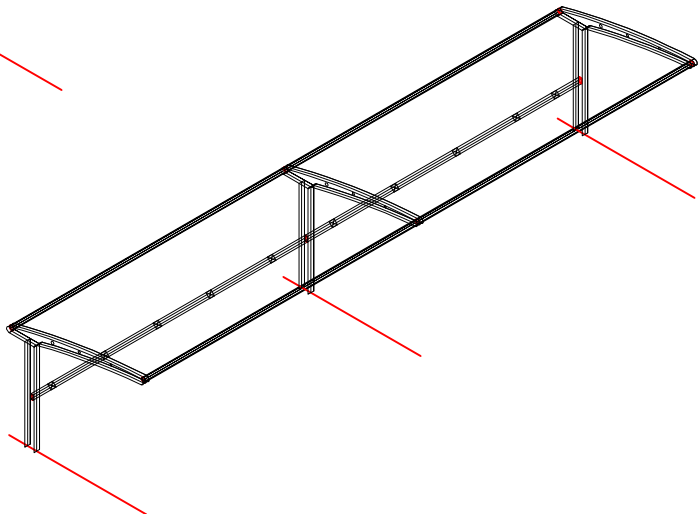

轴侧图

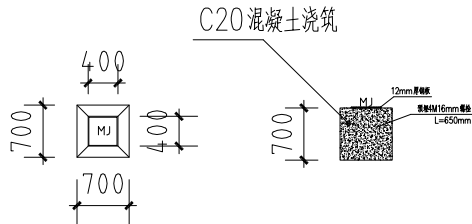

基础大样图

说明:

1、本图比例为1: 500

贵州省建设工程勘察设计专用章

中创合信设计集团有限公司

资质证书编号: A352012626 有效期至: 2026年09月17日

化乐安置点

充电桩21个, 具体按现场勘察实结算; 每个点位1个监控器10m监控线

5、雨棚具体尺寸以实际施工为准




固体废物处理处置工程) 专项乙级

备注	REMARK
----	--------

项目编码 STAMP
(打码机打码位置)

注意:
本图须经签署并加盖本公司专用出图章方为有效;
本施工图应经相关部门审批通过后方可施工;
本图版权归中创合信设计集团有限公司所有。

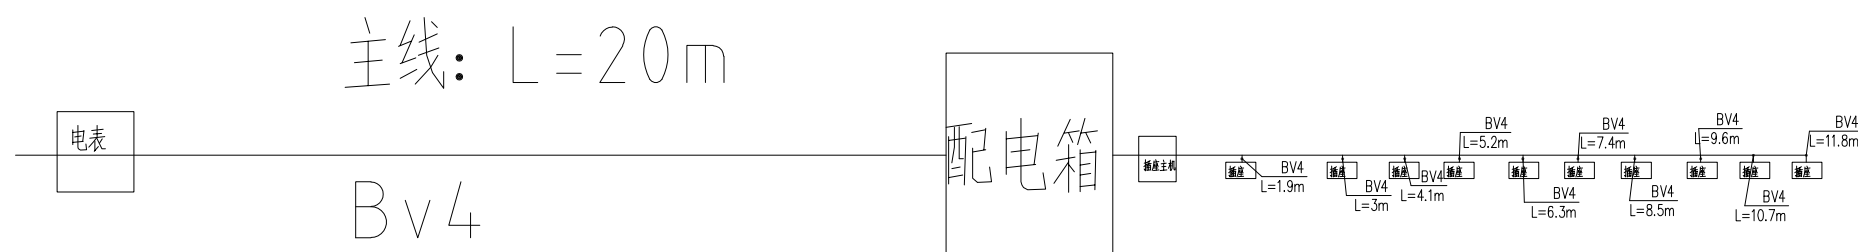

非机动车充电桩平面图

共取血 5.552012020 月从新注: 2020 年 0 月 1 日

陡箐安置点



中创合信

ZHONG CHUANG HE XIN

资质证书编号: A352012626
建筑行业(建筑工程)乙级
市政行业乙级
水利行业丙级
公路行业(公路)专业丙级
风景园林专项乙级
环境工程(水污染防治工程、大气污染防治工程、固体废物处理处置工程)专项乙级

备注

REMARK

项目编码
(打码机打码位置)

STAMP

审定
AUTHORIZED
FOR ISSUE BY

王永亮

王永亮

审核
REVIEWED BY

王川

王川

项目负责人
PROJECT DIRECTOR

王永亮

王永亮

专业负责
DISCIPLINE
RESPONSIBLE

张建廷

张建廷

校对
PRECHECKED BY

王川

王川

设计
DESIGNED BY

张建廷

张建廷

建设单位
CONSTRUCT WITH

六盘水市水城区生态移民局

工程名称
PROJECT

2025年水城区21个易扶安置点电动自行车充电桩建设项目

子项名称
ITEM

图名

陡箐易扶安置点充电桩

设计号
PRO NO.

图号
DRAWING NO.

10

版次
CHANGED NO.


A

图别
DWG TYPE


日期
DATE

2025.1

注意:
本图须经签署并加盖本公司专用出图章方为有效;
本施工图应经相关部门审批通过后方可施工;
本图版权归中创合信设计集团有限公司所有。

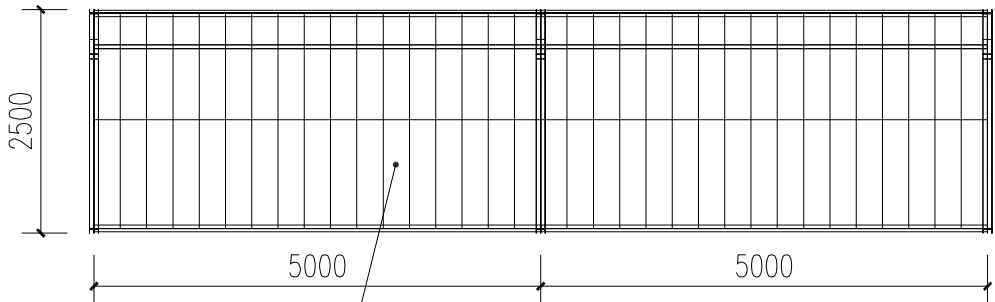


顶视图

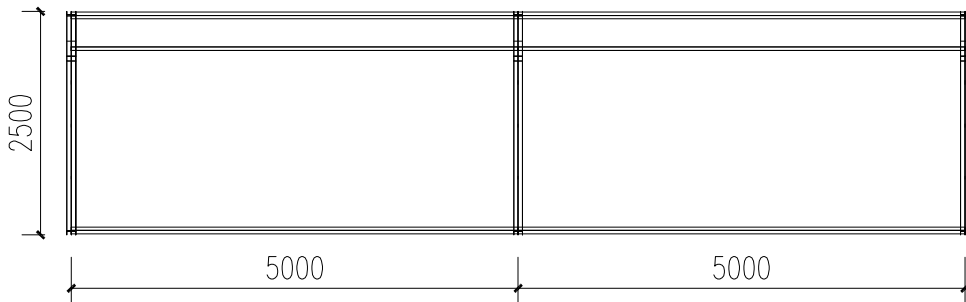


顶视图

PVDF1050克膜布雨棚


钢柱采用H型钢
钢梁采用不锈钢圆钢(内
含型钢需使用不锈钢型钢
)

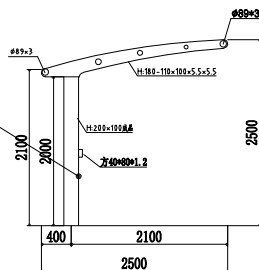


左视图

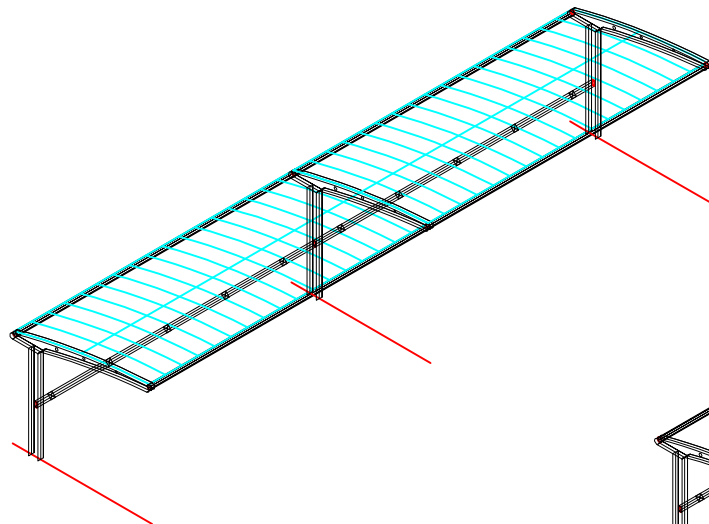

轴侧图

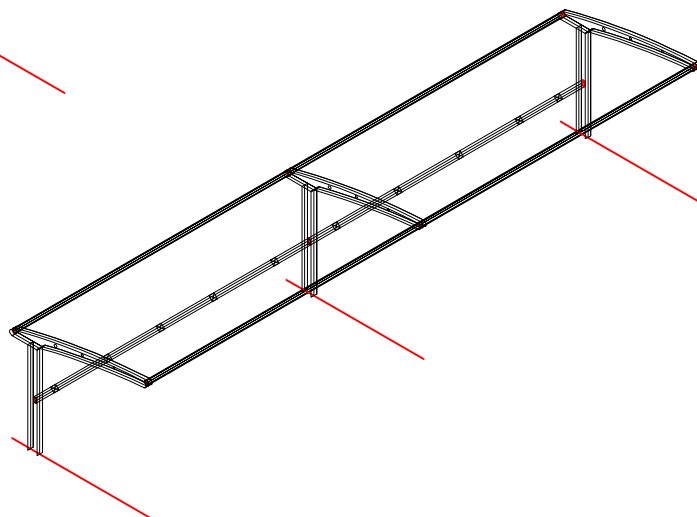

轴侧图

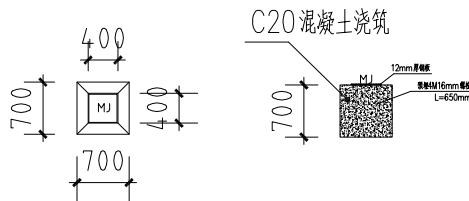

基础大样图

说明:

- 1、本图比例为1: 500
- 2、单位采用mm计, 除特殊说明外

贵州省建设工程勘察设计专用章

中创合信设计集团有限公司

资质证书编号: A352012626 有效期至: 2026年09月17日

说明: 本图须经签署并加盖本公司专用出图章方为有效;

本施工图应经相关部门审批通过后方可施工;

本图版权归中创合信设计集团有限公司所有。

5、雨棚具体尺寸以实际施工为准




资质证书编号：A352012626
建筑行业（建筑工程）乙级
市政行业乙级
水利行业丙级
公路行业（公路）专业丙级
风景园林专项乙级
环境工程（水污染防治工程、大气污染防治工程、
固体废物处理处置工程）专项乙级

备注	REMARK
----	--------


项目编码 STAMP
(打码机打码位置)

注意:
本图须经签署并加盖本公司专用出图章方为有效;
本施工图应经相关部门审批通过后方可施工;
本图版权归中创合信设计集团有限公司所有。

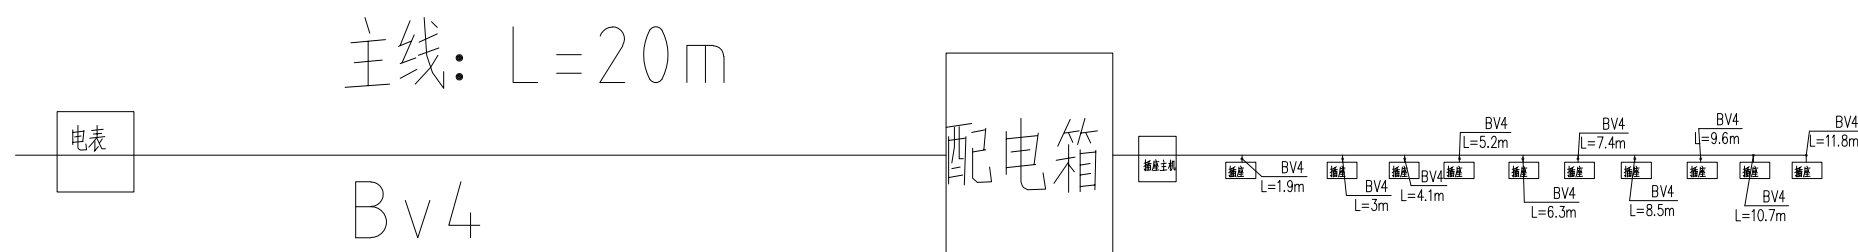

非机动车充电桩平面图

和欣社区

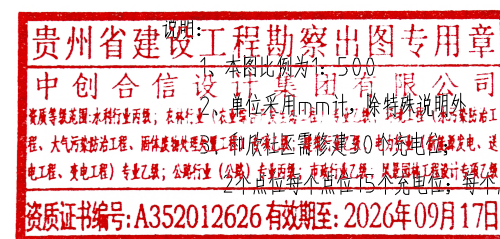

位1个监控器10m监控线



中创合信

ZHONG CHUANG HE XIN

资质证书编号: A352012626
建筑行业(建筑工程)乙级
市政行业乙级
水利行业丙级
公路行业(公路)专业丙级
风景园林专项乙级
环境工程(水污染防治工程、大气污染防治工程、固体废物处理处置工程)专项乙级

备注

REMARK

项目编码

STAMP

(打码机打码位置)

审定

AUTHORIZED
FOR ISSUE BY

王永亮

王永亮

审核

REVIEWED BY

王川

王川

项目负责人

PROJECT DIRECTOR

王永亮

王永亮

专业负责

DISCIPLINE
RESPONSIBLE

张建廷

张建廷

校对

PRECHECKED BY

王川

王川

设计

DESIGNED BY

张建廷

张建廷

建设单位

CONSTRUCT WITH

六盘水市水城区生态移民局

工程名称

PROJECT

2025年水城区21个易扶安置点电动自行车充电桩建设项目

子项名称

ITEM

图名

DRAWING TITLE

和欣社区易扶安置点充电桩

设计号

PRO NO.

图号

DRAWING NO.

12

版次

CHANGED NO.

A

图别

DWG TYPE


日期

DATE

2025. 1


注意:

本图须经签署并加盖本公司专用出图章方为有效;
本施工图应经相关部门审批通过后方可施工;
本图版权归中创合信设计集团有限公司所有。

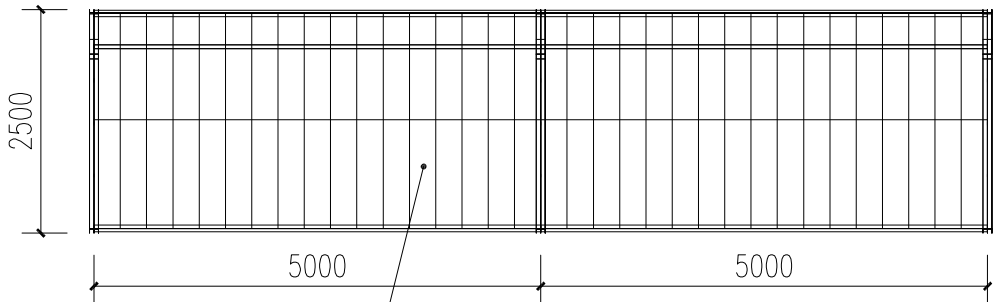

PVDF1050克膜布雨棚


顶视图

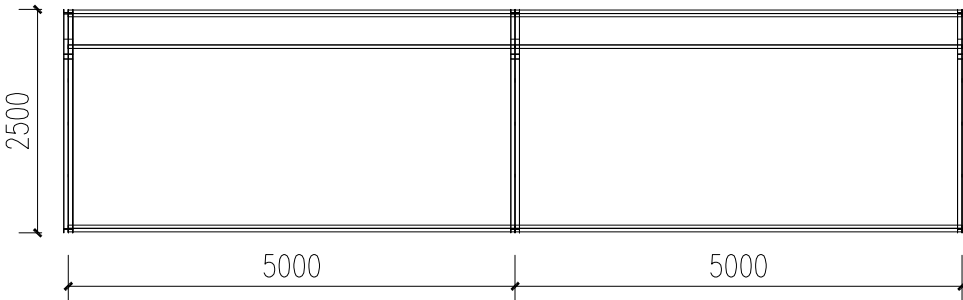


顶视图

钢柱采用H型钢


钢梁采用不锈钢圆钢(内含型钢需使用不锈钢型钢)

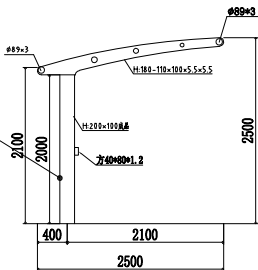


左视图

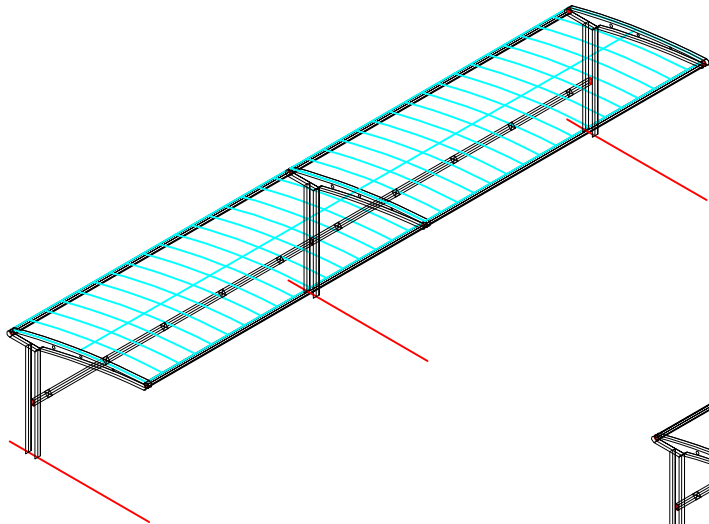

轴侧图

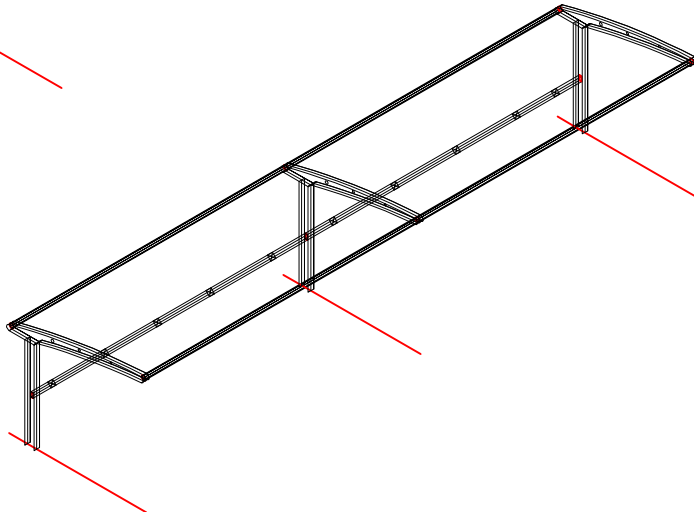


轴侧图

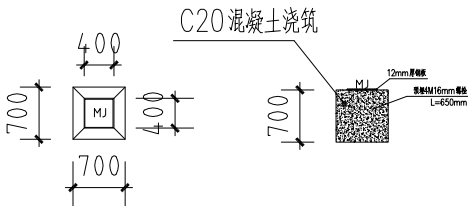


基础大样图

和欣社区

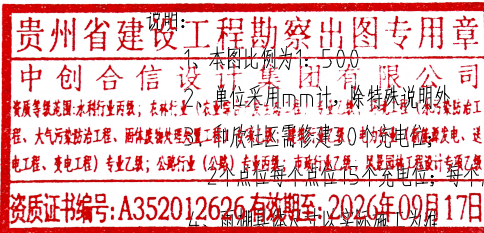


1个监控器10m监控线

 

贵州省建设工程勘察出图专用章

中创谷建设股份有限公司
（公章）
地址：贵阳市观山湖区长岭南路6号
法定代表人：
注册地：贵州省贵阳市观山湖区长岭南路6号
经营范围：工程、大气环境检测；环保监测控制工程、钢结构建筑安装工程，电力行业（新能源发电、输电工程、变电工程）专业工程；公路行业（公路）专项工程；市政工程；风景园林工程设计专项工程。

资质证书编号:A352012626有效期至:2026年09月17日

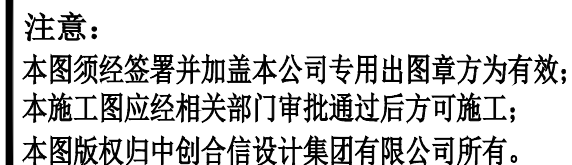



中创合信

ZHONG CHUANG HE XIN

资质证书编号: A352012626
建筑行业(建筑工程)乙级
市政行业乙级
水利行业丙级
公路行业(公路)专业丙级
风景园林专项乙级
环境工程(水污染防治工程、大气污染防治工程、固体废物处理处置工程)专项乙级

备注

REMARK

项目编码
(打码机打码位置)

STAMP

审定
AUTHORIZED
FOR ISSUE BY

王永亮

王永亮

审核
REVIEWED BY

王川

王川

项目负责
PROJECT DIRECTOR

王永亮

王永亮

专业负责
DISCIPLINE
RESPONSIBLE

张建廷

张建廷

校对
PRECHECKED BY

王川

王川

设计
DESIGNED BY

张建廷

张建廷

建设单位
CONSTRUCT WITH

六盘水市水城区生态移民局

工程名称
PROJECT

2025年水城区21个易扶安置点电动自行车充电桩建设项目

子项名称
ITEM

图名

哈青易扶安置点充电桩

设计号
PRO NO.

图号
DRAWING NO.

14

版次

CHANGED NO.

A

图别
DWC TYPE


日期

DATE

2025. 1


注意:

本图须经签署并加盖本公司专用出图章方为有效;
本施工图应经相关部门审批通过后方可施工;
本图版权归中创合信设计集团有限公司所有。

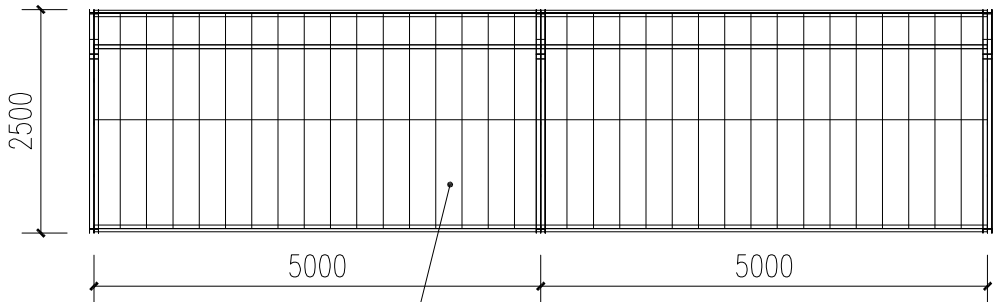


顶视图


PVDF1050克膜布雨棚

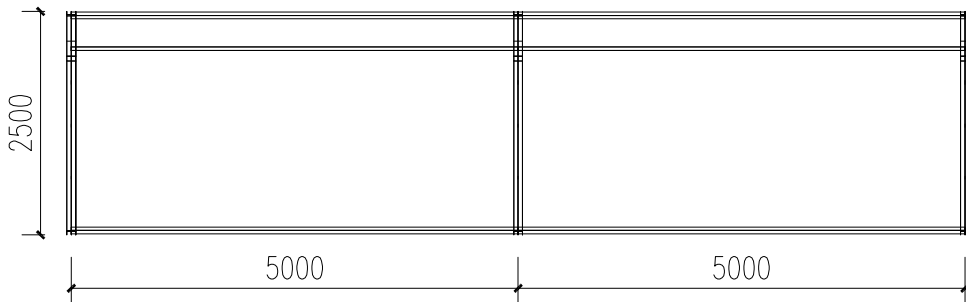


顶视图

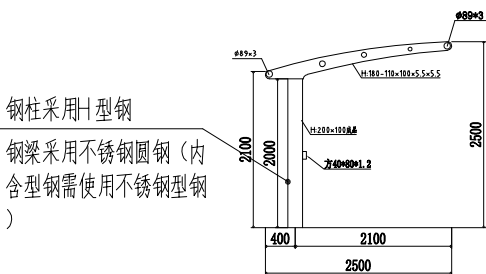


左视图

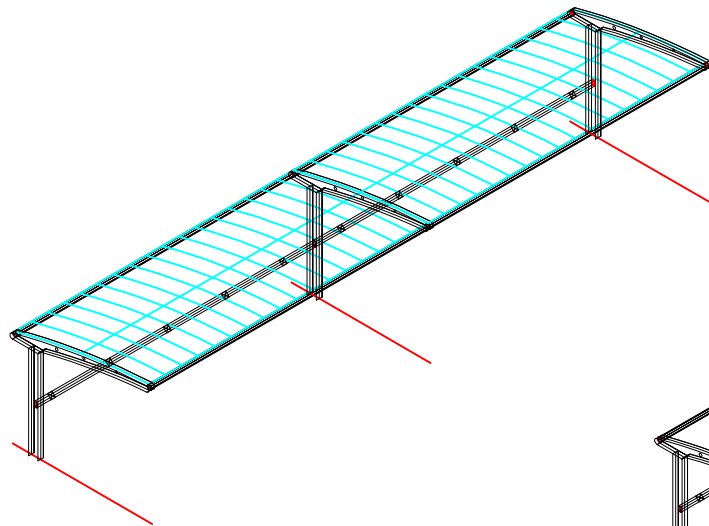

轴侧图

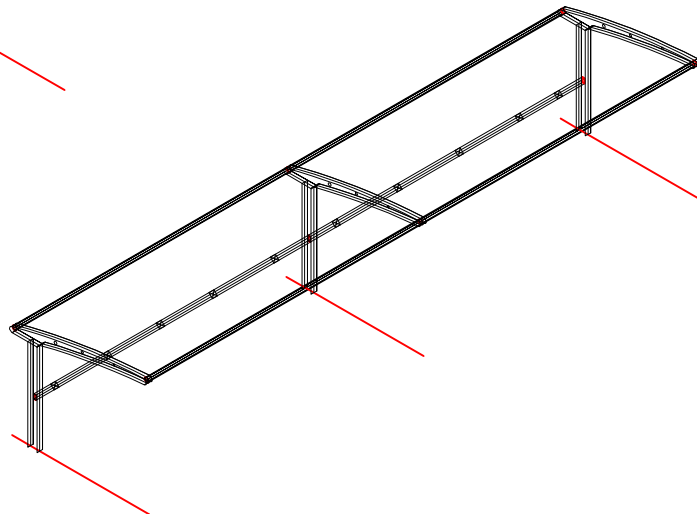


轴侧图

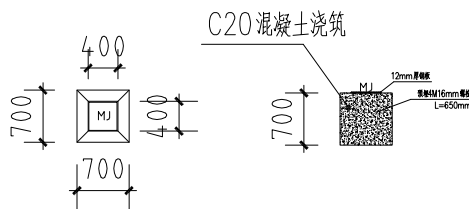

基础大样图

说明:

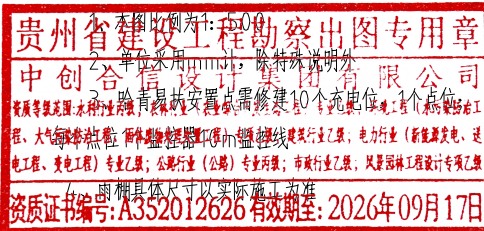

哈青易扶安置点



中创合信

ZHONG CHUANG HE XIN

资质证书编号: A352012626
建筑行业（建筑工程）乙级
市政行业乙级
水利行业丙级
公路行业（公路）专业丙级
风景园林专项乙级
环境工程（水污染防治工程、大气污染防治工程、固体废物处理处置工程）专项乙级

备注

REMARK

项目编码
(打码机打码位置)

STAMP

审 定
AUTHORIZED
FOR ISSUE BY

王永亮

王永亮

审 核
REVIEWED BY

王 川

王 川

项目负责
PROJECT DIRECTOR

王永亮

王永亮

专业负责
DISCIPLINE
RESPONSIBLE

张建廷

张建廷

校 对
PRECHECKED BY

王 川

王 川

设 计
DESIGNED BY

张建廷

张建廷

建设单位
CONSTRUCT WITH

六盘水市水城区生态移民局

工程名称
PROJECT

2025年水城区21个易扶安置点电动自行车充电桩建设项目

子项名称
ITEM

图名

DRAWING TITLE

龙场易扶安置点充电桩

设计号
PRO NO.

图 号
DRAWING NO.

15

版次

CHANGED NO.

A

图 别
DWG TYPE


日 期

DATE

2025. 1

注意:

本图须经签署并加盖本公司专用出图章方为有效;
本施工图应经相关部门审批通过后方可施工;
本图版权归中创合信设计集团有限公司所有。

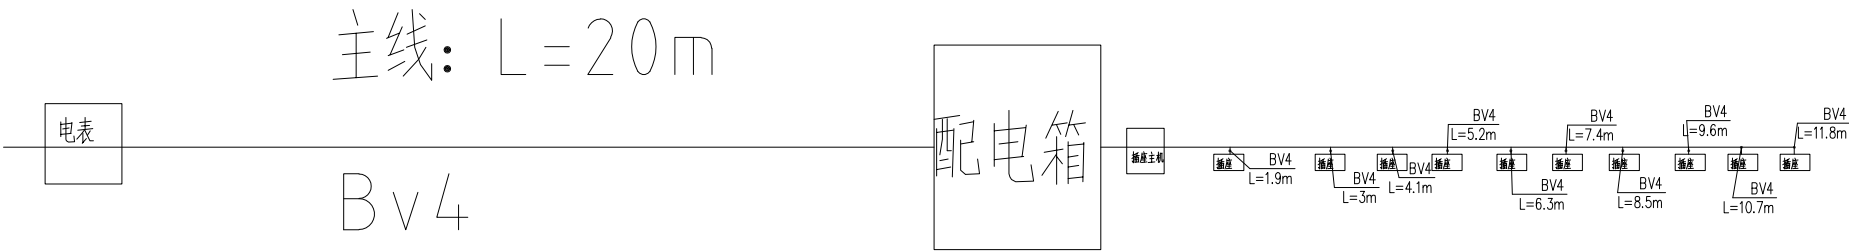

非机动车充电桩平面图

龙场易扶安置点

贵州省建设工程勘察出图专用章

中创合信设计集团有限公司

资质证书编号: A352012626 有效期至: 2026年09月17日



中创合信

ZHONG CHUANG HE XIN

资质证书编号: A352012626
建筑行业(建筑工程)乙级
市政行业乙级
水利行业丙级
公路行业(公路)专业丙级
风景园林专项乙级
环境工程(水污染防治工程、大气污染防治工程、固体废物处理处置工程)专项乙级

备注

REMARK

项目编码

STAMP

(打码机打码位置)

审定

AUTHORIZED
FOR ISSUE BY

王永亮

王永亮

审核

REVIEWED BY

王川

王川

项目负责人

PROJECT DIRECTOR

王永亮

王永亮

专业负责

DISCIPLINE
RESPONSIBLE

张建廷

张建廷

校对

PRECHECKED BY

王川

王川

设计

DESIGNED BY

张建廷

张建廷

建设单位

CONSTRUCT WITH

六盘水市水城区生态移民局

工程名称

PROJECT

2025年水城区21个易扶安置点电动自行车充电桩建设项目

子项名称

ITEM

图名

DRAWING TITLE

龙场易扶安置点充电桩

设计号

PRO NO.

图号

DRAWING NO.

16

版次

CHANGED NO.

A

图别

DWG TYPE


日期

DATE

2025.1


注意:

本图须经签署并加盖本公司专用出图章方为有效;
本施工图应经相关部门审批通过后方可施工;
本图版权归中创合信设计集团有限公司所有。

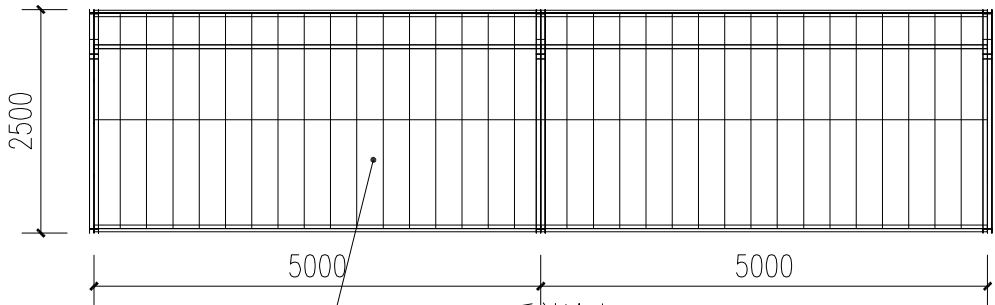


PVDF1050 克膜布雨棚

顶视图

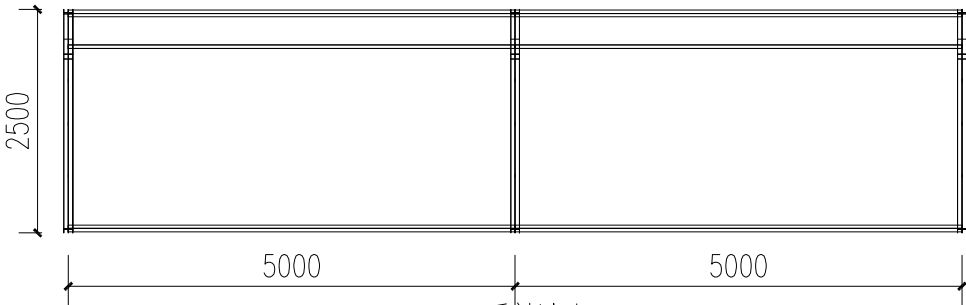


顶视图


钢柱采用H型钢
钢梁采用不锈钢圆钢(内
含型钢需使用不锈钢型钢
)

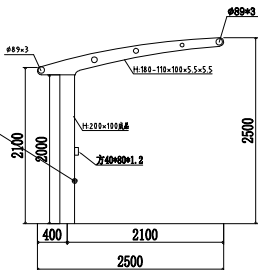


左视图

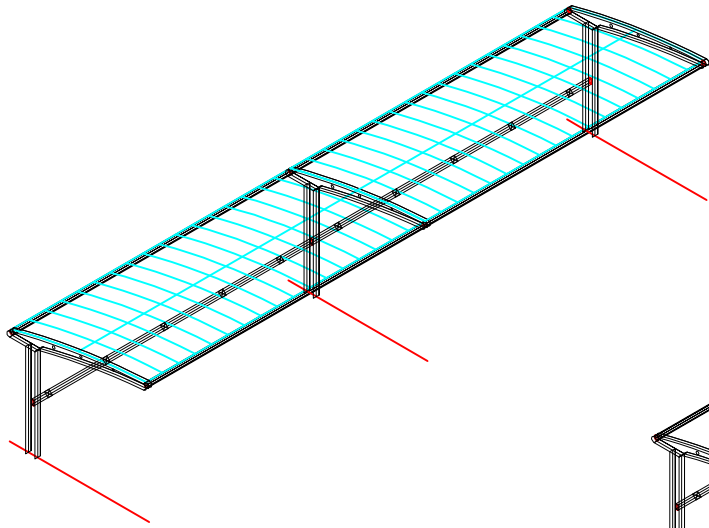

轴侧图

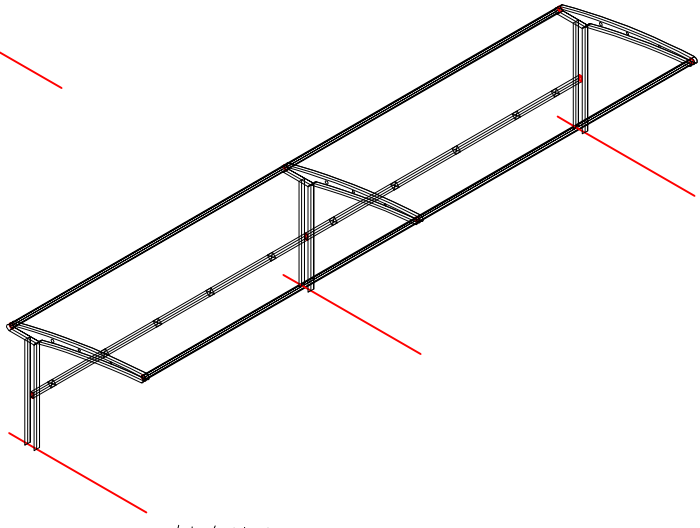

轴侧图

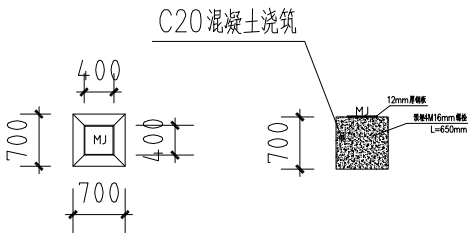


基础大样图

龙场易扶安置点



贵州省建设工程勘察出图专用章

中创合信设计集团有限公司

 资质证书编号: A352012626 有效期至: 2026年09月17日



蟠龙易扶安置点

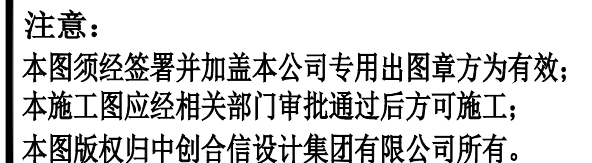 



中创合信

ZHONG CHUANG HE XIN

资质证书编号: A352012626
建筑行业(建筑工程)乙级
市政行业乙级
水利行业丙级
公路行业(公路)专业丙级
风景园林专项乙级
环境工程(水污染防治工程、大气污染防治工程、固体废物处理处置工程)专项乙级

备注

REMARK

项目编码

STAMP

(打码机打码位置)

审定

AUTHORIZED
FOR ISSUE BY

王永亮

王永亮

审核

REVIEWED BY

王川

王川

项目负责人

PROJECT DIRECTOR

王永亮

王永亮

专业负责

DISCIPLINE
RESPONSIBLE

张建廷

张建廷

校对

PRECHECKED BY

王川

王川

设计

DESIGNED BY

张建廷

张建廷

建设单位

CONSTRUCT WITH

六盘水市水城区生态移民局

工程名称

PROJECT

2025年水城区21个易扶安置点电动自行车充电桩建设项目

子项名称

ITEM

图名

DRAWING TITLE

蟠龙易扶安置点充电桩

设计号

PRO NO.

图号

DRAWING NO.

18

版次

CHANGED NO.

A

图别

DWG TYPE


日期

DATE

2025.1


注意:

本图须经签署并加盖本公司专用出图章方为有效;
本施工图应经相关部门审批通过后方可施工;
本图版权归中创合信设计集团有限公司所有。

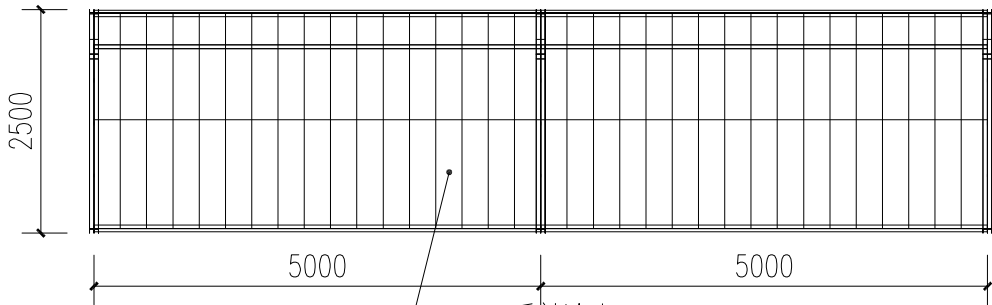


PVDF1050克膜布雨棚


顶视图

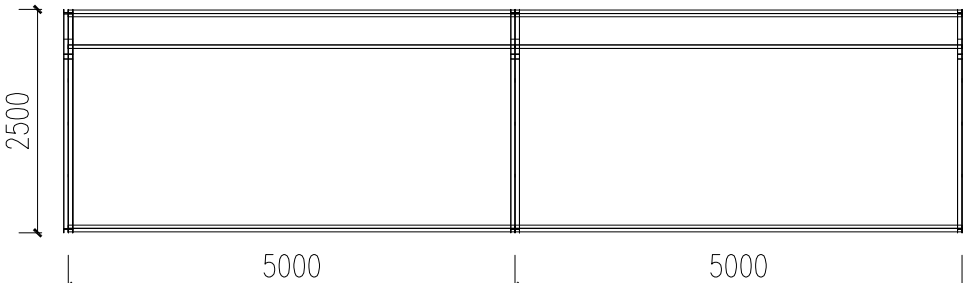


顶视图

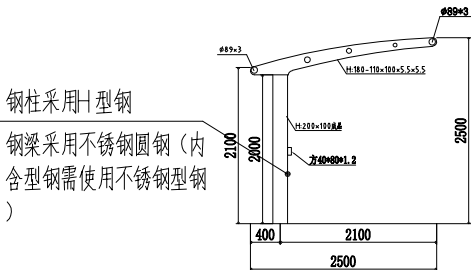


左视图

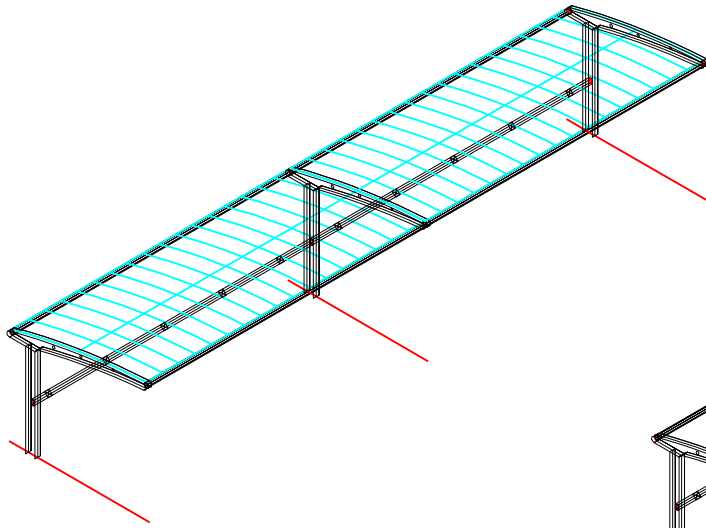

轴侧图

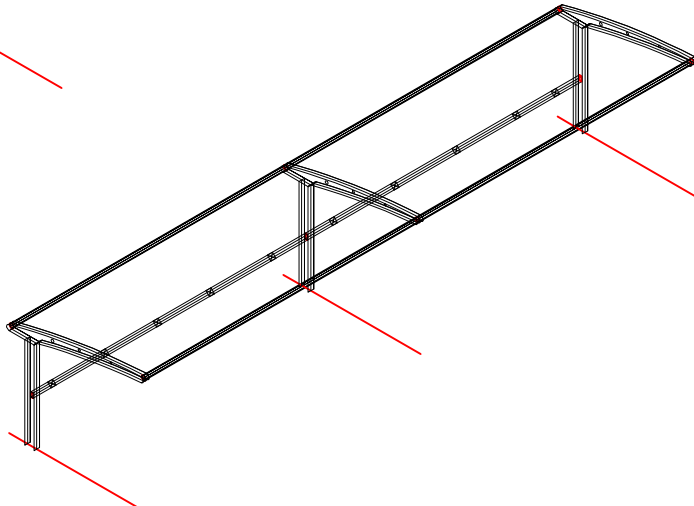

轴侧图

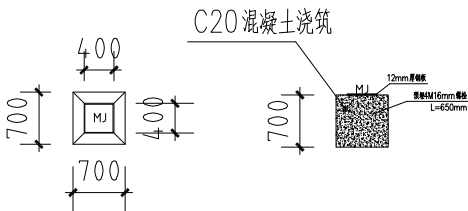

基础大样图

蟠龙易扶安置点


贵州省建设工程勘察出图专用章

中创合信设计集团



本图比例为1:50
4、雨棚具体尺寸以实际施工为准

资质证书编号: A352012626

 有效期至: 2026年09月17日



比德易扶安置点

  

2025. 1

注意:
本图须经签署并加盖本公司专用出图章方为有效;
本施工图应经相关部门审批通过后方可施工;
本图版权归中创合信设计集团有限公司所有。



中创合信

ZHONG CHUANG HE XIN

资质证书编号: A352012626
建筑行业(建筑工程)乙级
市政行业乙级
水利行业丙级
公路行业(公路)专业丙级
风景园林专项乙级
环境工程(水污染防治工程、大气污染防治工程、固体废物处理处置工程)专项乙级

备注

REMARK

项目编码

STAMP

(打码机打码位置)

审定

AUTHORIZED
FOR ISSUE BY

王永亮

王永亮

审核

REVIEWED BY

王川

王川

项目负责人

PROJECT DIRECTOR

王永亮

王永亮

专业负责

DISCIPLINE
RESPONSIBLE

张建廷

张建廷

校对

PRECHECKED BY

王川

王川

设计

DESIGNED BY

张建廷

张建廷

建设单位

CONSTRUCT WITH

六盘水市水城区生态移民局

工程名称

PROJECT

2025年水城区21个易扶安置点电动自行车充电桩建设项目

子项名称

ITEM

图名

DRAWING TITLE

比德易扶安置点充电桩

设计号

PRO NO.

图号

DRAWING NO.

20

版次

CHANGED NO.

A

图别

DWG TYPE


日期

DATE

2025.1


注意:

本图须经签署并加盖本公司专用出图章方为有效;
本施工图应经相关部门审批通过后方可施工;
本图版权归中创合信设计集团有限公司所有。

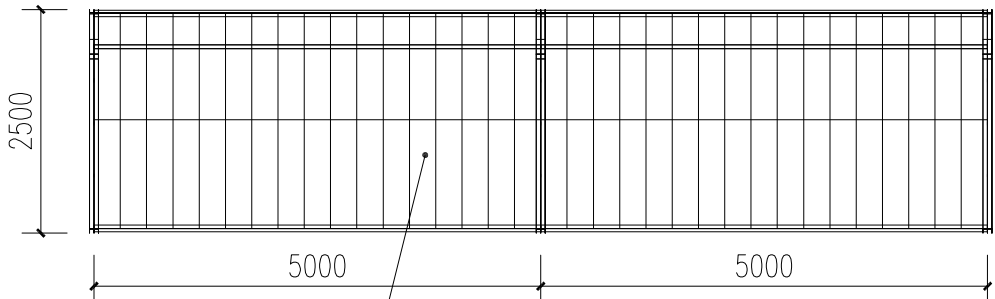


PVDF1050 克膜布雨棚

顶视图

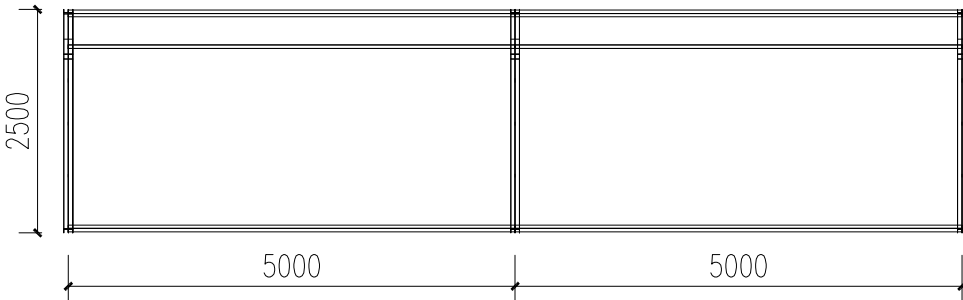


顶视图

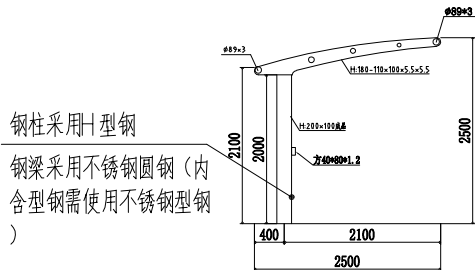


钢柱采用H型钢
钢梁采用不锈钢圆钢(内含型钢需使用不锈钢型钢)


左视图

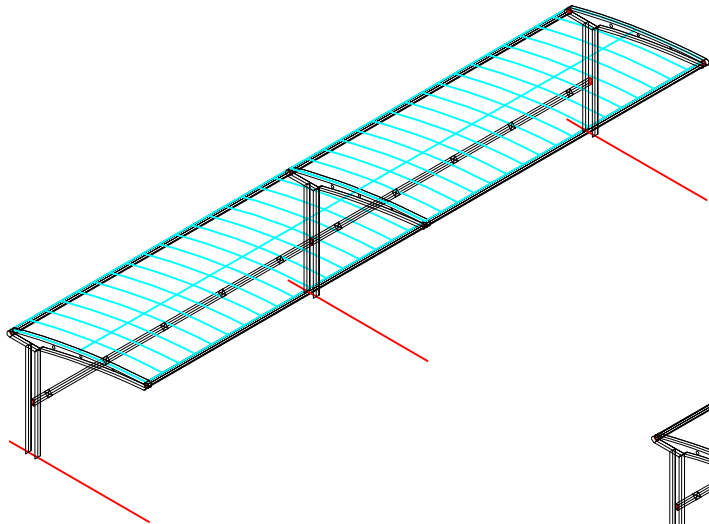

轴侧图

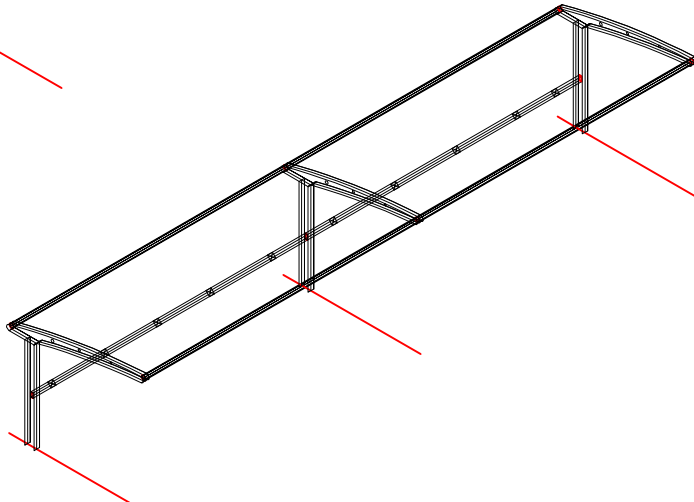

轴侧图

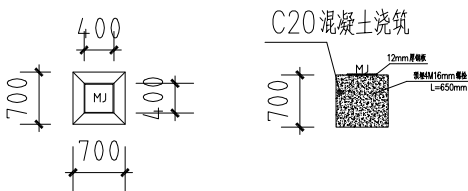


基础大样图

比德易扶安置点


贵州省建设工程勘察出图专用章

中创合信设计集团有限公司

 资质证书编号: A352012626 有效期至: 2026年09月17日



米箩易扶安置点

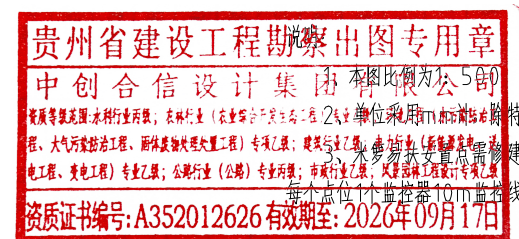


音用去图虫中破说

本图比例为1:500

主、單位採用()表示單位。

3、木罗易扶女直点需作
业丙级；市政行业乙级；风景园林工程设计专项乙级

 有效期至:2026年09月17日



2025. 1

注意:
本图须经签署并加盖本公司专用出图章方为有效;
本施工图应经相关部门审批通过后方可施工;
本图版权归中创合信设计集团有限公司所有。



中创合信

ZHONG CHUANG HE XIN

资质证书编号: A352012626
建筑行业(建筑工程)乙级
市政行业乙级
水利行业丙级
公路行业(公路)专业丙级
风景园林专项乙级
环境工程(水污染防治工程、大气污染防治工程、固体废物处理处置工程)专项乙级

备注

REMARK

项目编码

STAMP

(打码机打码位置)

审定

AUTHORIZED
FOR ISSUE BY

王永亮

王永亮

审核

REVIEWED BY

王川

王川

项目负责人

PROJECT DIRECTOR

王永亮

王永亮

专业负责

DISCIPLINE
RESPONSIBLE

张建廷

张建廷

校对

PRECHECKED BY

王川

王川

设计

DESIGNED BY

张建廷

张建廷

建设单位

CONSTRUCT WITH

六盘水市水城区生态移民局

工程名称

PROJECT

2025年水城区21个易扶安置点电动自行车充电桩建设项目

子项名称

ITEM

图名

DRAWING TITLE

米罗易扶安置点充电桩

设计号

PRO NO.

图号

DRAWING NO.

22

版次

CHANGED NO.

A

图别

DWG TYPE


日期

DATE

2025.1


注意:

本图须经签署并加盖本公司专用出图章方为有效;
本施工图应经相关部门审批通过后方可施工;
本图版权归中创合信设计集团有限公司所有。

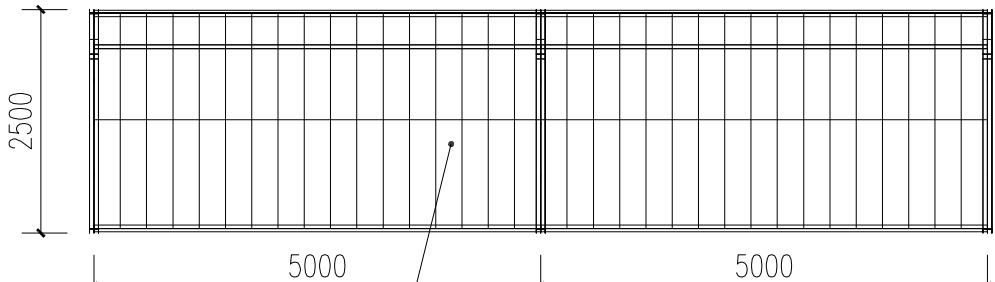

PVDF1050克膜布雨棚


顶视图

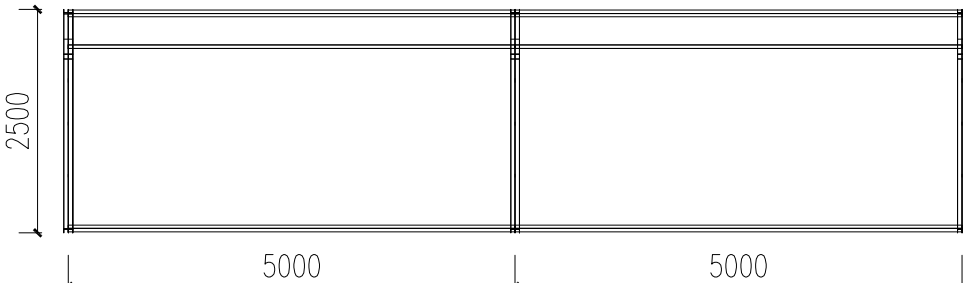


顶视图

钢柱采用H型钢


钢梁采用不锈钢圆钢(内含型钢需使用不锈钢型钢)

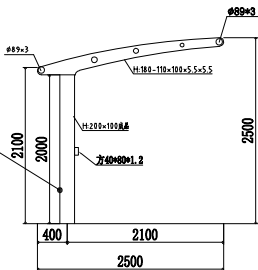


左视图

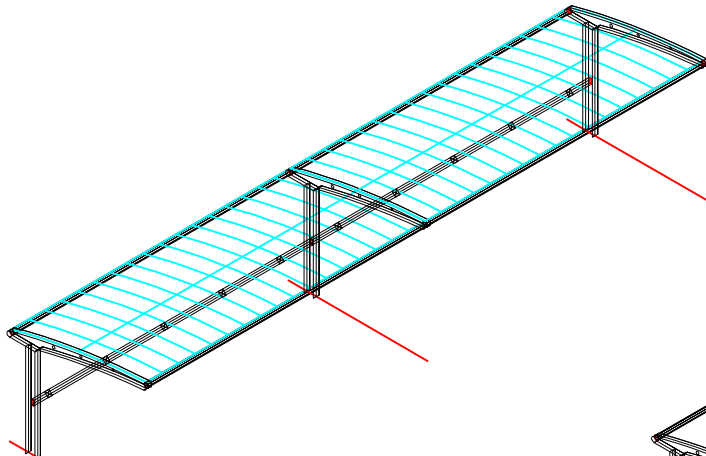

轴侧图

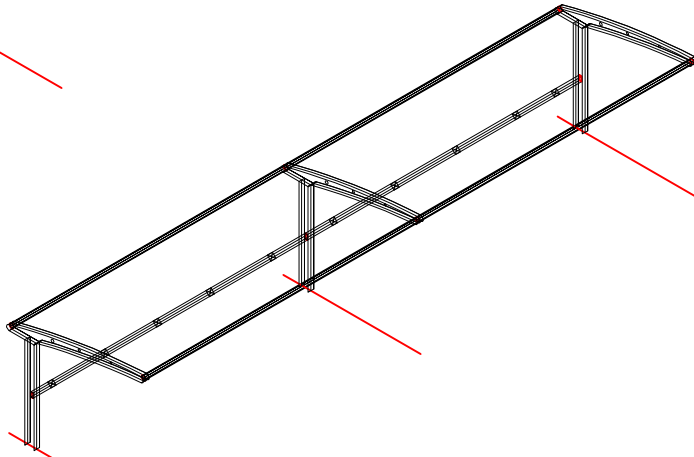

轴侧图

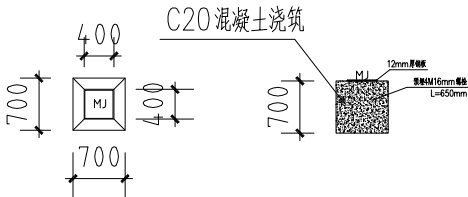


基础大样图

米罗易扶安置点



贵州省建设工程勘察出图专用章

中创合信设计集团有限公司

 资质证书编号: A352012626 有效期至: 2026年09月17日



沙龙社区

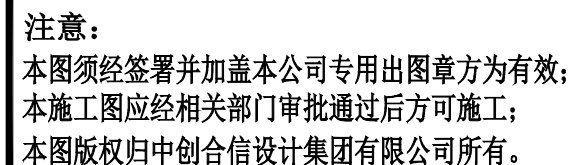 



中创合信

ZHONG CHUANG HE XIN

资质证书编号: A352012626
建筑行业(建筑工程)乙级
市政行业乙级
水利行业丙级
公路行业(公路)专业丙级
风景园林专项乙级
环境工程(水污染防治工程、大气污染防治工程、固体废物处理处置工程)专项乙级

备注

REMARK

项目编码

STAMP

(打码机打码位置)

审定

AUTHORIZED
FOR ISSUE BY

王永亮

王永亮

审核

REVIEWED BY

王川

王川

项目负责人

PROJECT DIRECTOR

王永亮

王永亮

专业负责

DISCIPLINE
RESPONSIBLE

张建廷

张建廷

校对

PRECHECKED BY

王川

王川

设计

DESIGNED BY

张建廷

张建廷

建设单位

CONSTRUCT WITH

六盘水市水城区生态移民局

工程名称

PROJECT

2025年水城区21个易扶安置点电动自行车充电桩建设项目

子项名称

ITEM

图名

DRAWING TITLE

沙龙社区充电桩

设计号

PRO NO.

图号

DRAWING NO.

24

版次

CHANGED NO.

A

图别

DWG TYPE


日期

DATE


2025.1

注意:

本图须经签署并加盖本公司专用出图章方为有效;
本施工图应经相关部门审批通过后方可施工;
本图版权归中创合信设计集团有限公司所有。

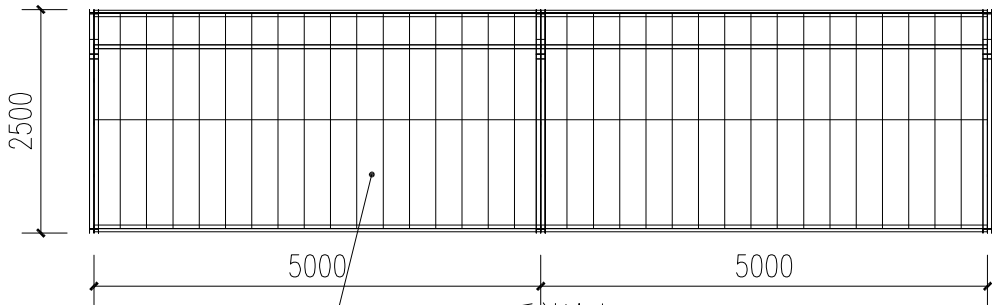


顶视图

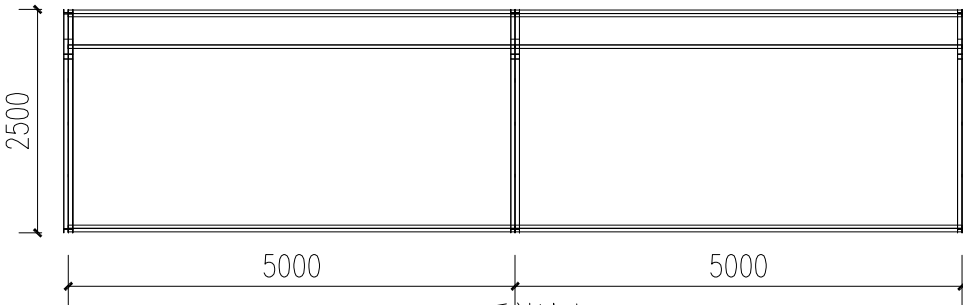


顶视图

PVDF1050 克膜布雨棚


钢柱采用H型钢
钢梁采用不锈钢圆钢(内
含型钢需使用不锈钢型钢
)

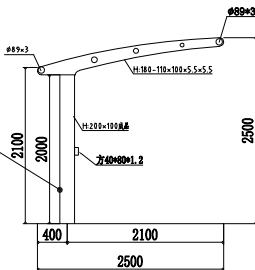


左视图

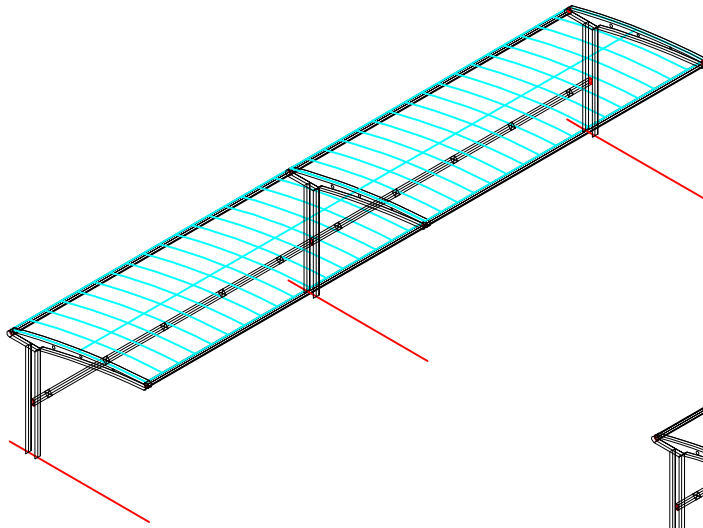

轴侧图

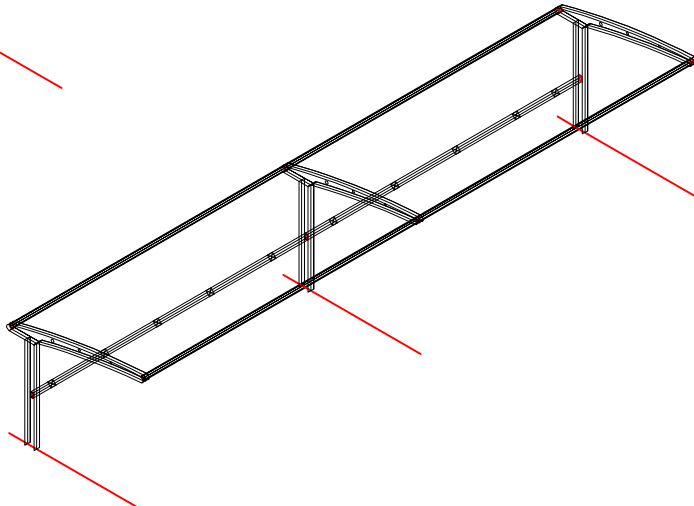

轴侧图

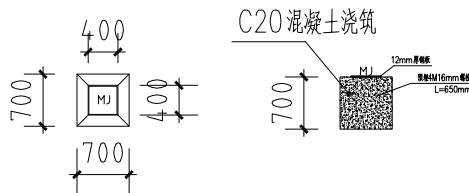

基础大样图

沙龙社区

贵州省建设工程勘察出图专用章

中创合信设计集团有限公司

资质证书编号: A352012626 有效期至: 2026年09月17日

4、雨棚具体尺寸以实际施工为准




资质证书编号：A352012626
建筑行业（建筑工程）乙级
市政行业乙级
水利行业丙级
公路行业（公路）专业丙级
风景园林专项乙级
环境工程（水污染防治工程、大气污染防治工程、
固体废物处理处置工程）专项乙级

备注	REMARK
----	--------


项目编码 STAMP
(打码机打码位置)

注意:
本图须经签署并加盖本公司专用出图章方为有效;
本施工图应经相关部门审批通过后方可施工;
本图版权归中创合信设计集团有限公司所有。

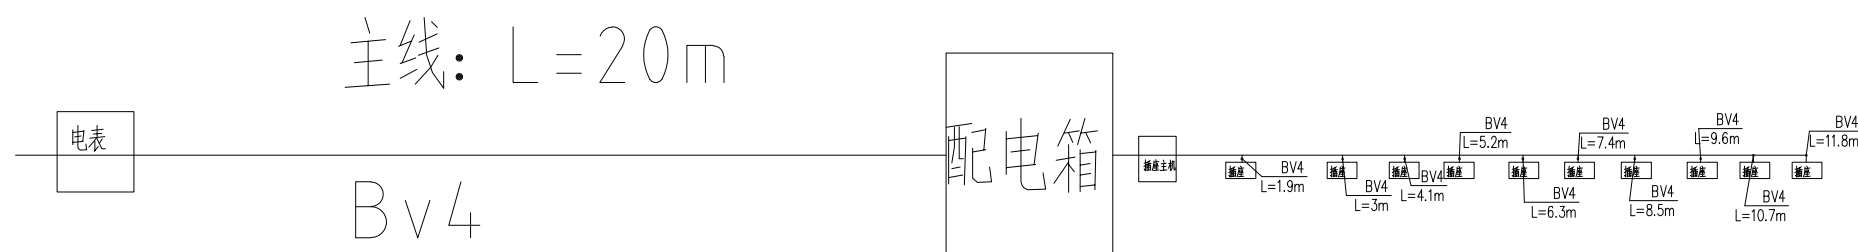

非机动车充电桩平面图

住武社区

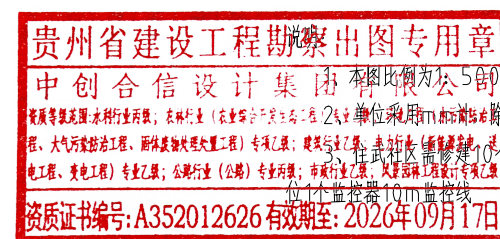



中创合信

ZHONG CHUANG HE XIN

资质证书编号: A352012626
建筑行业(建筑工程)乙级
市政行业乙级
水利行业丙级
公路行业(公路)专业丙级
风景园林专项乙级
环境工程(水污染防治工程、大气污染防治工程、固体废物处理处置工程)专项乙级

备注

REMARK

项目编码

STAMP

(打码机打码位置)

审定

王永亮

王永亮

审核

王川

王川

项目负责人

王永亮

王永亮

专业负责

张建廷

张建廷

校对

王川

王川

设计

张建廷

张建廷

建设单位

六盘水市水城区生态移民局

工程名称

2025年水城区21个易扶安置点电动自行车充电桩建设项目

子项名称

ITEM

图名

住武社区充电桩

设计号

PRO NO.

图号

DRAWING NO.

26

版次

CHANGED NO.

A

图别

DWG TYPE


日期

DATE

2025.1


注意:

本图须经签署并加盖本公司专用出图章方为有效;
本施工图应经相关部门审批通过后方可施工;
本图版权归中创合信设计集团有限公司所有。

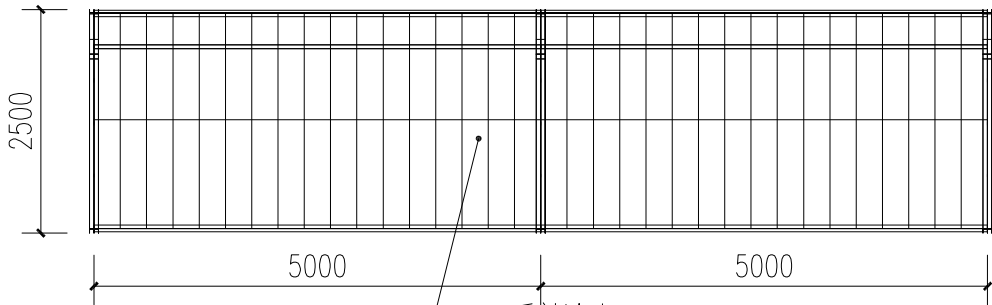


PVDF1050克膜布雨棚

顶视图

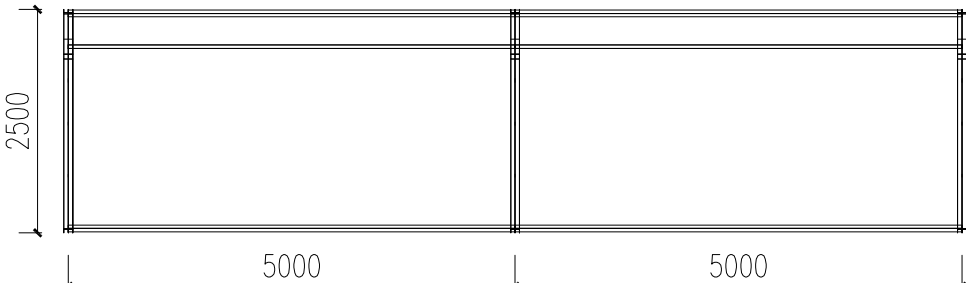


顶视图


钢柱采用H型钢
钢梁采用不锈钢圆钢(内含型钢需使用不锈钢型钢)

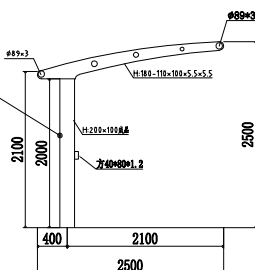


左视图

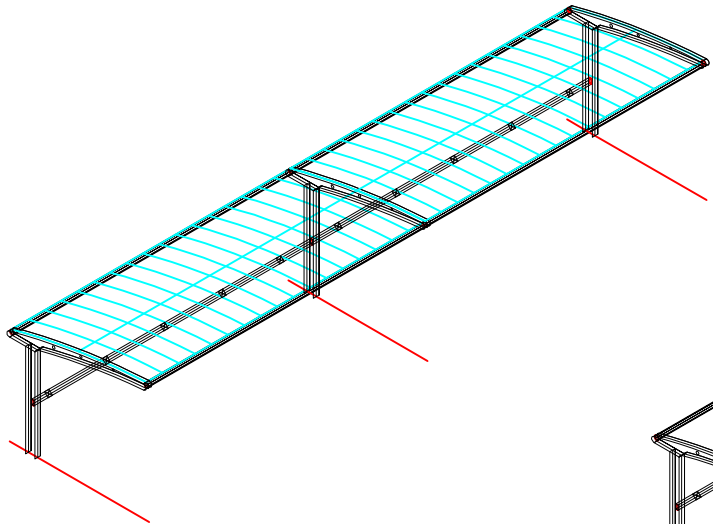

轴侧图

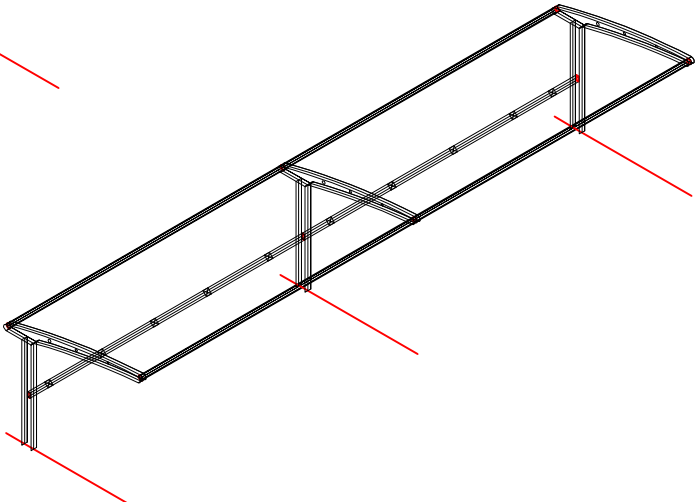

轴侧图

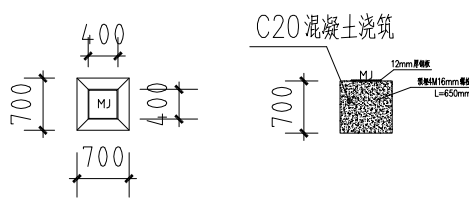

基础大样图

住武社区

贵州省建设工程勘察出图专用章

中创合信设计集团有限公司

资质证书编号: A352012626 有效期至: 2026年09月17日

本图比例为1:50

特殊说明外

充电桩, 1个点位; 每个点

位1个监控器10m监控线

4、而器具各大小以实际施工为准



中创合信

ZHONG CHUANG HE XIN

资质证书编号: A352012626
建筑行业（建筑工程）乙级
市政行业乙级
水利行业丙级
公路行业（公路）专业丙级
风景园林专项乙级
环境工程（水污染防治工程、大气污染防治工程、固体废物处理处置工程）专项乙级

备注

REMARK

项目编码
(打码机打码位置)

STAMP

审 定
AUTHORIZED
FOR ISSUE BY

王永亮

王永亮

审 核
REVIEWED BY

王 川

王 川

项目负责
PROJECT DIRECTOR

王永亮

王永亮

专业负责
DISCIPLINE
RESPONSIBLE

张建廷

张建廷

校 对
PRECHECKED BY

王 川

王 川

设 计
DESIGNED BY

张建廷

张建廷

建设单位
CONSTRUCT WITH

六盘水市水城区生态移民局

工程名称
PROJECT

2025年水城区21个易扶安置点电动自行车充电桩建设项目

子项名称
ITEM

图名

顺场易扶安置点充电桩

设计号
PRO NO.

图 号
DRAWING NO.

27

版次

CHANGED NO.


A

图 别
DWG TYPE

日 期
DATE

2025. 1

注意:
本图须经签署并加盖本公司专用出图章方为有效;
本施工图应经相关部门审批通过后方可施工;
本图版权归中创合信设计集团有限公司所有。

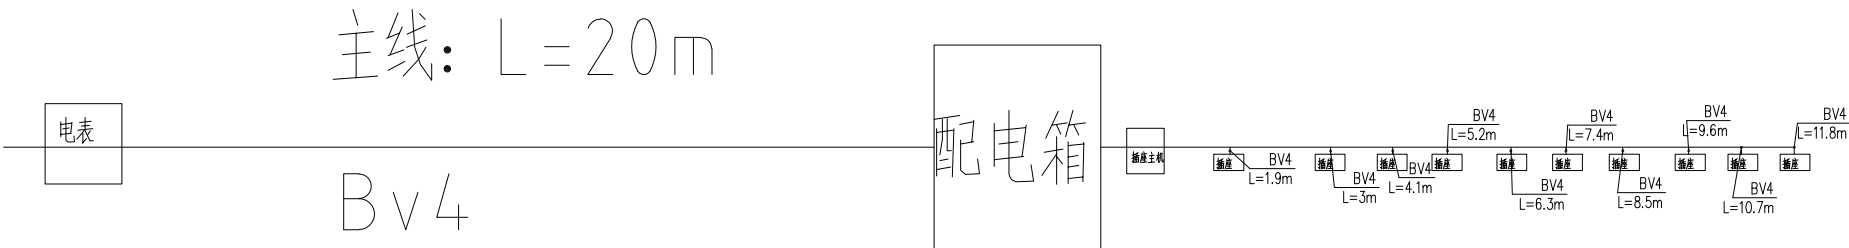

非机动车充电桩平面图

顺场易扶安置点

贵州省建设工程勘察出图专用章

中创合信设计集团有限公司





资质证书编号: A352012626 有效期至: 2026年09月17日



资质证书编号：A352012626
建筑行业（建筑工程）乙级
市政行业乙级
水利行业丙级
公路行业（公路）专业丙级
风景园林专项乙级
环境工程（水污染防治工程、大气污染防治工程、
固体废物处理处置工程）专项乙级


备注	REMARK
----	--------

 项目编码 STAMP
(打码机打码位置)

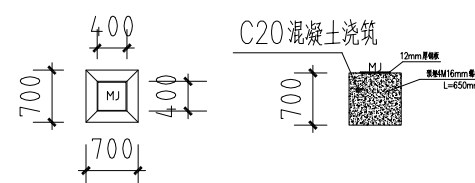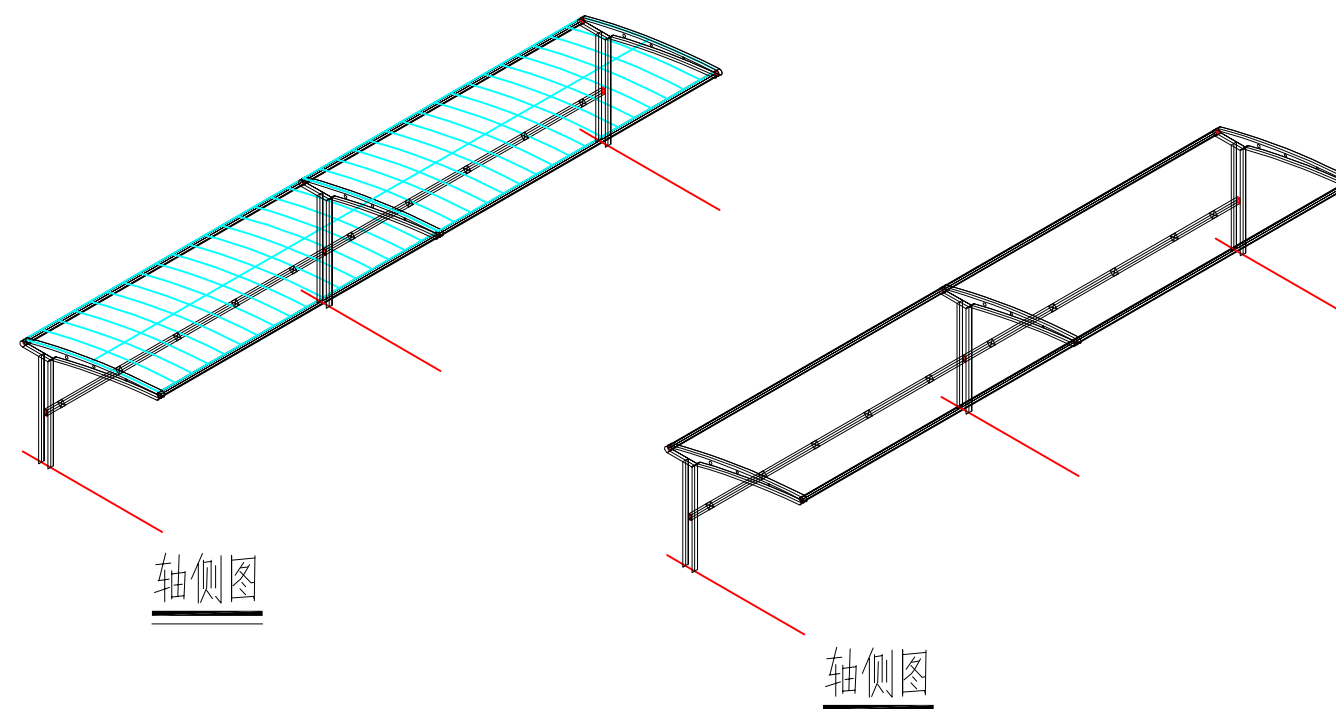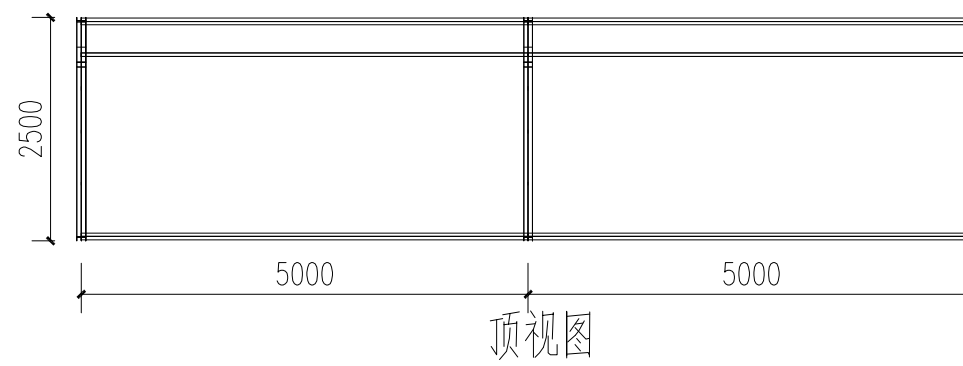

基础大样图

顺场易扶安置点

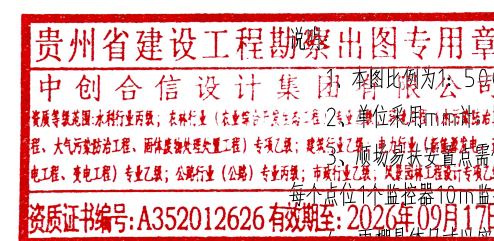

审 定 AUTHORIZED FOR ISSUE BY	王永亮	王永亮
审 核 REVIEWED BY	王 川	王川
项目负责 PROJECT DIRECTOR	王永亮	王永亮
专业负责 DISCIPLINE RESPONSIBLE	张建廷	张建廷
校 对 PRECHECKED BY	王 川	王川
设 计 DESIGNED BY	张建廷	张建廷

建设单位 六盘水市水城区生态移民局

工程名称	2025年水城区21个易扶安置点电动自行车充电桩建设项目
PROJECT	

子项名称	ITEM
图名	顺场易扶安置点充电桩
DRAWING TITLE	

设计号
PRO NO.

图 号 DRAWING NO.	28	版次 CHANGED NO.	A
图 别 DWG TYPE		日 期 DATE	2025. 1

注意:
本图须经签署并加盖本公司专用出图章方为有效;
本施工图应经相关部门审批通过后方可施工;
本图版权归中创合信设计集团有限公司所有。



中创合信

ZHONG CHUANG HE XIN

资质证书编号: A352012626
建筑行业（建筑工程）乙级
市政行业乙级
水利行业丙级
公路行业（公路）专业丙级
风景园林专项乙级
环境工程（水污染防治工程、大气污染防治工程、固体废物处理处置工程）专项乙级

备注

REMARK

项目编码
(打码机打码位置)

STAMP

审 定
AUTHORIZED
FOR ISSUE BY

王永亮

王永亮

审 核
REVIEWED BY

王 川

王 川

项目负责
PROJECT DIRECTOR

王永亮

王永亮

专业负责
DISCIPLINE
RESPONSIBLE

张建廷

张建廷

校 对
PRECHECKED BY

王 川

王 川

设 计
DESIGNED BY

张建廷

张建廷

建设单位
CONSTRUCT WITH

六盘水市水城区生态移民局

工程名称
PROJECT

2025年水城区21个易扶安置点电动自行车充电桩建设项目

子项名称
ITEM

图名

鸡场易扶安置点充电桩

设计号
PRO NO.

图 号
DRAWING NO.

29

版次
CHANGED NO.


A

图 别
DWG TYPE

日 期
DATE

2025. 1

注意:
本图须经签署并加盖本公司专用出图章方为有效;
本施工图应经相关部门审批通过后方可施工;
本图版权归中创合信设计集团有限公司所有。

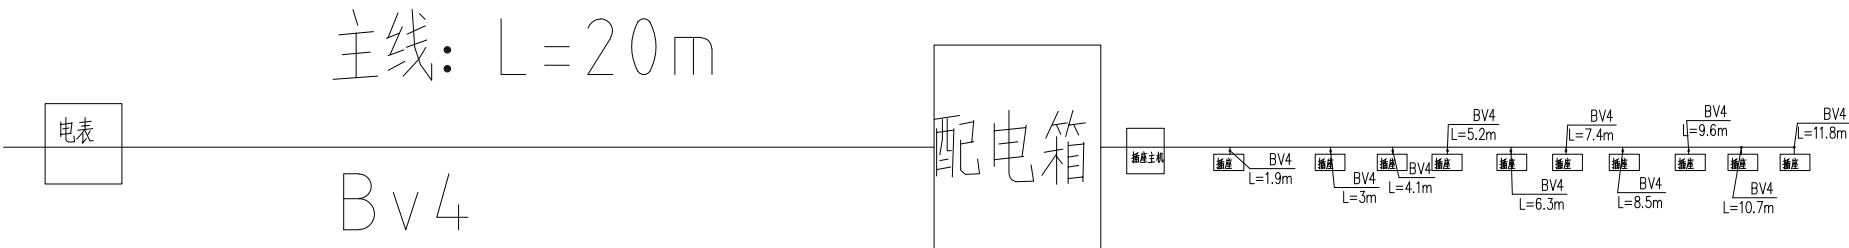

非机动车充电桩平面图

鸡场易扶安置点

贵州省建设工程勘察出图专用章

中创合信设计集团有限公司

资质证书编号: A352012626 有效期至: 2026年09月17日

本图比例为1:500
每个点位1个充电桩, 1个点位;
每个点位1个充电桩, 1个点位;
每个点位1个充电桩, 1个点位;



中创合信

ZHONG CHUANG HE XIN

资质证书编号: A352012626
建筑行业(建筑工程)乙级
市政行业乙级
水利行业丙级
公路行业(公路)专业丙级
风景园林专项乙级
环境工程(水污染防治工程、大气污染防治工程、固体废物处理处置工程)专项乙级

备注

REMARK

项目编码

STAMP

(打码机打码位置)

审定

AUTHORIZED
FOR ISSUE BY

王永亮

王永亮

审核

REVIEWED BY

王川

王川

项目负责人

PROJECT DIRECTOR

王永亮

王永亮

专业负责

DISCIPLINE
RESPONSIBLE

张建廷

张建廷

校对

PRECHECKED BY

王川

王川

设计

DESIGNED BY

张建廷

张建廷

建设单位

CONSTRUCT WITH

六盘水市水城区生态移民局

工程名称

PROJECT

2025年水城区21个易扶安置点电动自行车充电桩建设项目

子项名称

ITEM

图名

DRAWING TITLE

鸡场易扶安置点充电桩

设计号

PRO NO.

图号

DRAWING NO.

30

版次

CHANGED NO.

A

图别

DWG TYPE


日期

DATE


2025.1

注意:

本图须经签署并加盖本公司专用出图章方为有效;
本施工图应经相关部门审批通过后方可施工;
本图版权归中创合信设计集团有限公司所有。

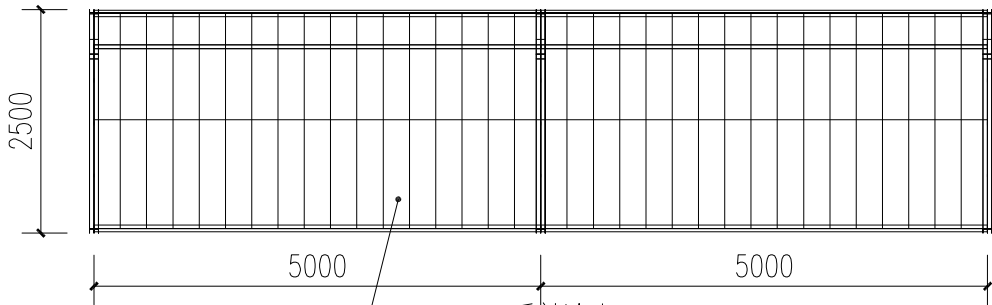


顶视图

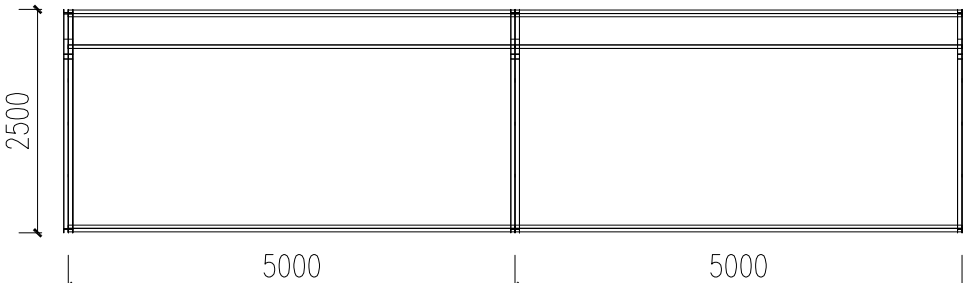


顶视图

PVDF1050克膜布雨棚


钢柱采用H型钢
钢梁采用不锈钢圆钢(内
含型钢需使用不锈钢型钢)

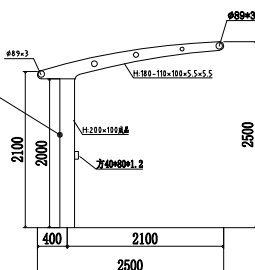


左视图

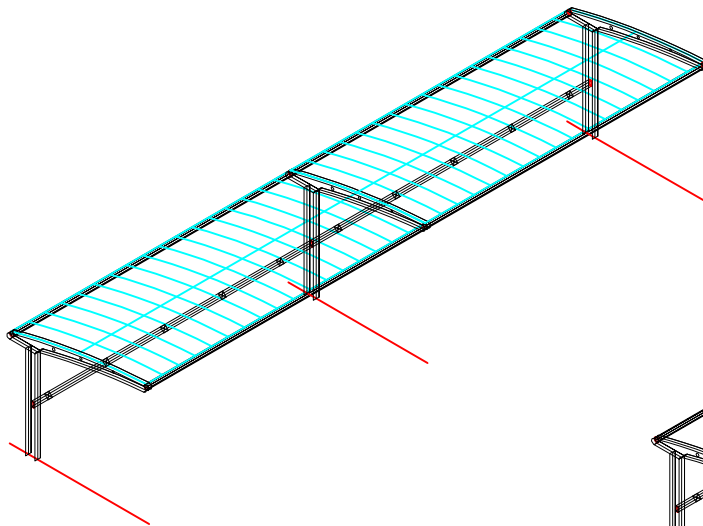

轴侧图

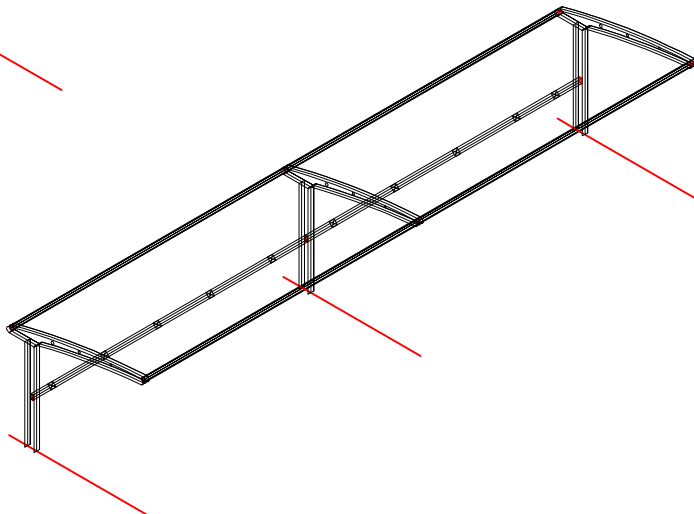

轴侧图

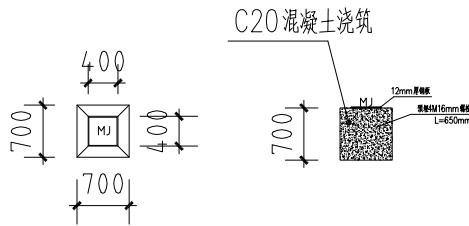

基础大样图

鸡场易扶安置点

贵州省建设工程勘察出图专用章

中创合信设计集团有限公司

资质证书编号: A352012626 有效期至: 2026年09月17日




固体废物处理处置工程) 专项乙级

备注	REMARK
----	--------


项目编码 STAMP
(打码机打码位置)

注意:
本图须经签署并加盖本公司专用出图章方为有效;
本施工图应经相关部门审批通过后方可施工;
本图版权归中创合信设计集团有限公司所有。

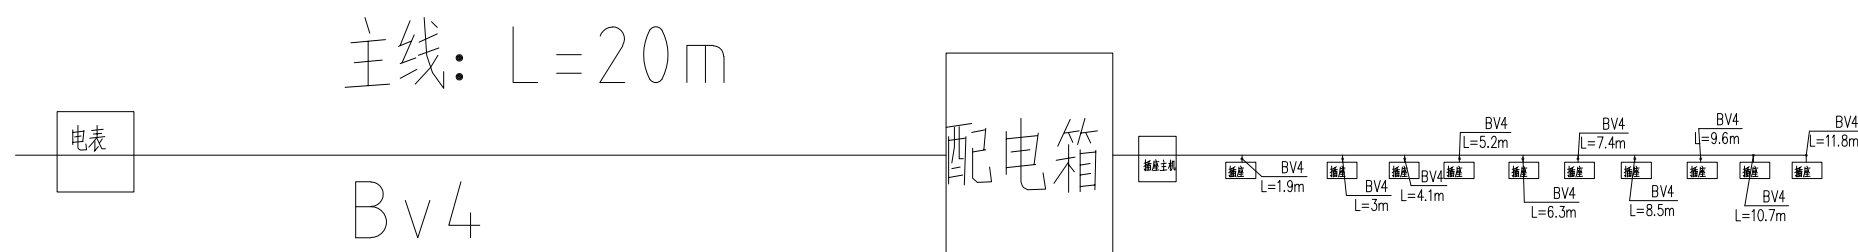

非机动车充电桩平面图

阿婆社区

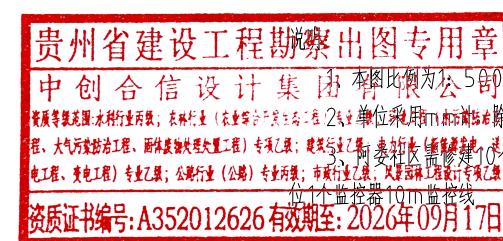



中创合信

ZHONG CHUANG HE XIN

资质证书编号: A352012626
建筑行业(建筑工程)乙级
市政行业乙级
水利行业丙级
公路行业(公路)专业丙级
风景园林专项乙级
环境工程(水污染防治工程、大气污染防治工程、固体废物处理处置工程)专项乙级

备注

REMARK

项目编码

STAMP

(打码机打码位置)

审定

AUTHORIZED
FOR ISSUE BY

王永亮

王永亮

审核

REVIEWED BY

王川

王川

项目负责人

PROJECT DIRECTOR

王永亮

王永亮

专业负责

DISCIPLINE
RESPONSIBLE

张建廷

张建廷

校对

PREECHECKED BY

王川

王川

设计

DESIGNED BY

张建廷

张建廷

建设单位

CONSTRUCT WITH

六盘水市水城区生态移民局

工程名称

PROJECT

2025年水城区21个易扶安置点电动自行车充电桩建设项目

子项名称

ITEM

图名

DRAWING TITLE

阿娄社区充电桩

设计号

PRO NO.

图号

DRAWING NO.

32

版次

CHANGED NO.

A

图别

DWG TYPE


日期

DATE

2025. 1


注意:

本图须经签署并加盖本公司专用出图章方为有效;
本施工图应经相关部门审批通过后方可施工;
本图版权归中创合信设计集团有限公司所有。

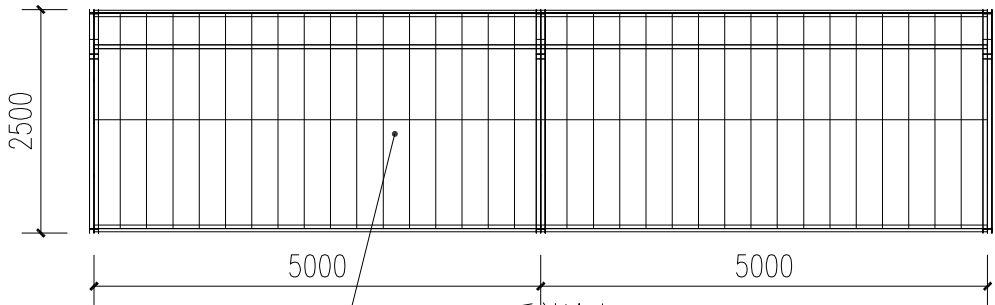


PVDF1050克膜布雨棚

顶视图

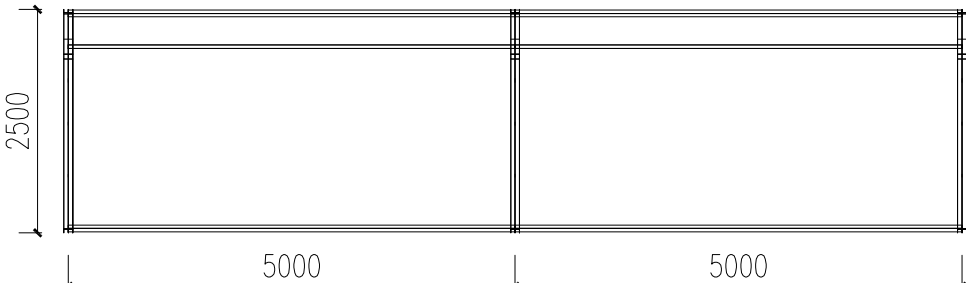


顶视图


钢柱采用H型钢
钢梁采用不锈钢圆钢(内含型钢需使用不锈钢型钢)

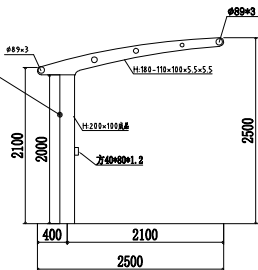


左视图

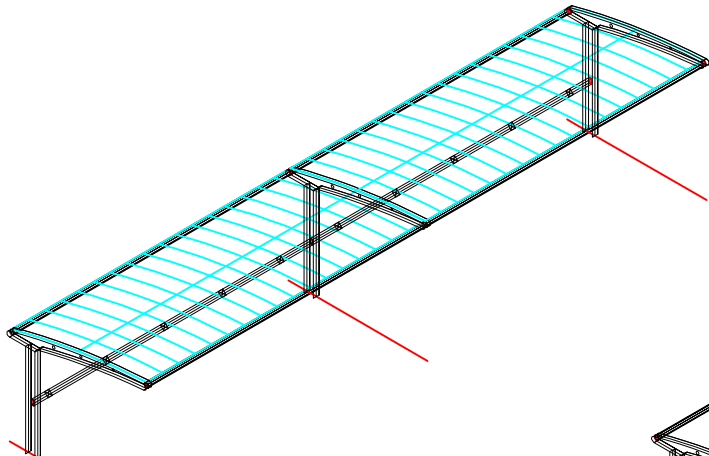

轴侧图

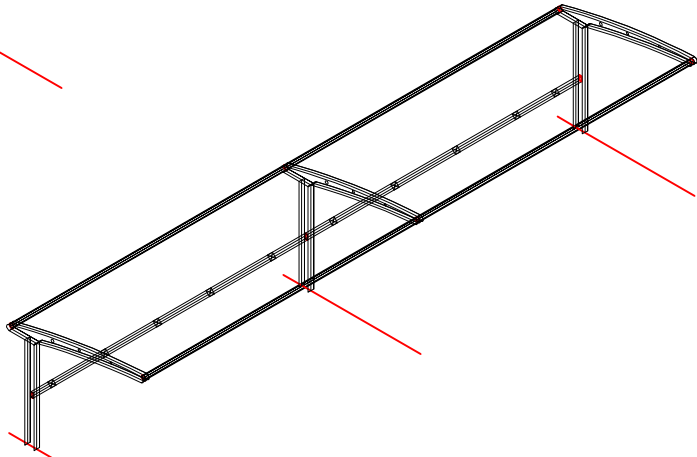

轴侧图

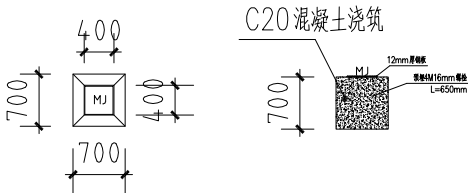

基础大样图

 
阿娄社区

贵州省建设工程勘察出图专用章



中创合信设计集团有限公司

资质证书编号: A352012626 有效期至: 2026年09月17日

阿娄社区充电桩
充电桩, 1个点位; 每个点
位1个充电桩10m监控线
施工为准




海坪村

  


2025. 1


注意:
本图须经签署并加盖本公司专用出图章方为有效;
本施工图应经相关部门审批通过后方可施工;
本图版权归中创合信设计集团有限公司所有。

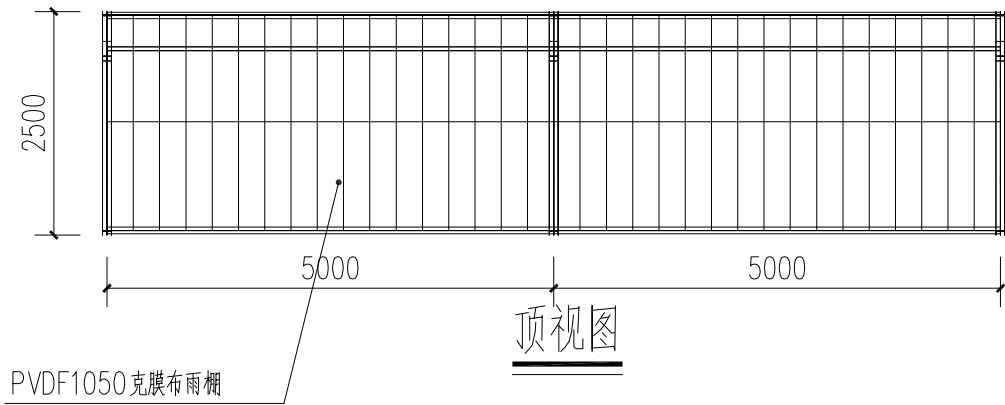


顶视图

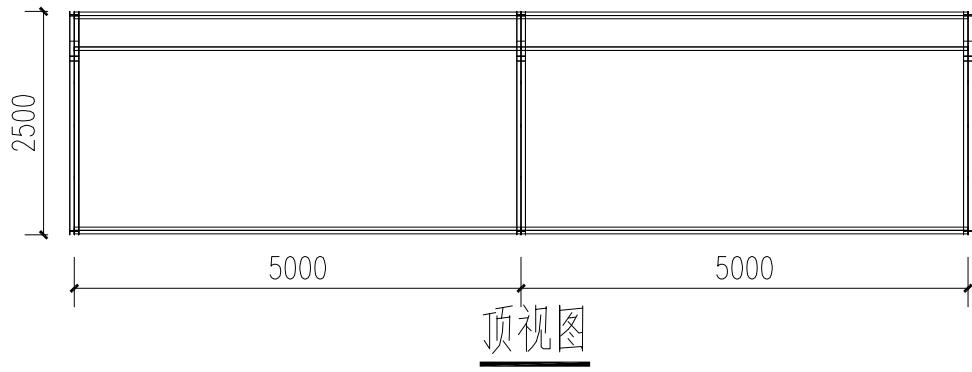


顶视图

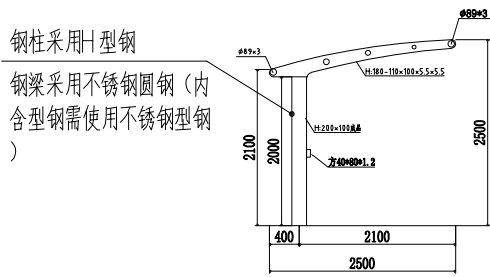


左视图

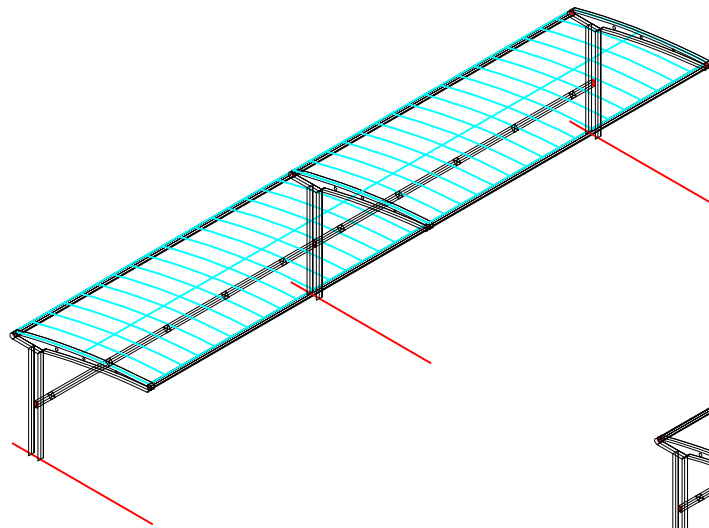

轴侧图

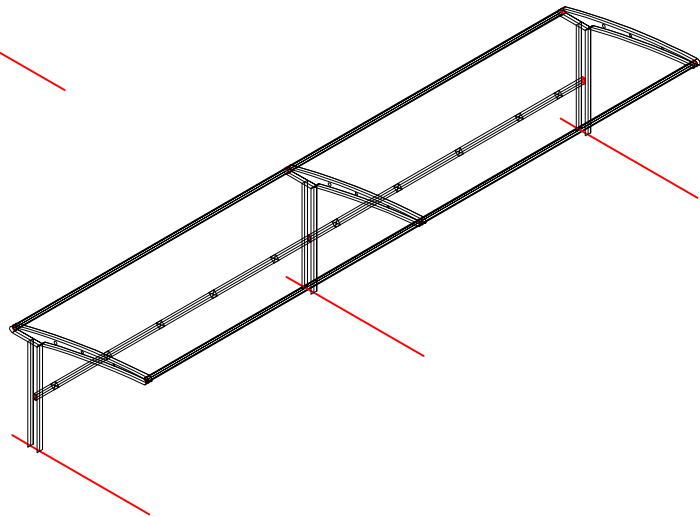

轴侧图

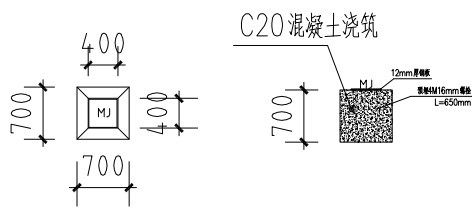

基础大样图

海坪村

贵州省建设工程勘察出图专用章
中创合信设计集团有限公司
资质证书编号: A352012626 有效期至: 2026年09月17日



中创合信

ZHONG CHUANG HE XIN

资质证书编号: A352012626
建筑行业(建筑工程)乙级
市政行业乙级
水利行业丙级
公路行业(公路)专业丙级
风景园林专项乙级
环境工程(水污染防治工程、大气污染防治工程、固体废物处理处置工程)专项乙级

备注

项目编码
(打码机打码位置)

审定	王永亮	王永亮
审核	王川	王川
项目负责	王永亮	王永亮
专业负责	张建廷	张建廷
校对	王川	王川
设计	张建廷	张建廷

建设单位 六盘水市水城区生态移民局

工程名称 2025年水城区21个易扶安置点电动自行车充电桩建设项目

子项名称

图名 海坪村充电桩

设计号

图号	34	版次	A
----	----	----	---

图别	日期	2025.1
----	----	--------

注意:
本图须经签署并加盖本公司专用出图章方为有效;
本施工图应经相关部门审批通过后方可施工;
本图版权归中创合信设计集团有限公司所有。

主要工程数量表

序号	项目内容	单位	工程量	备注
1	基础预埋件土方	m³	0.1029	单个充电位工程量
2	基础预埋件混凝土	m³	0.1029	单个充电位工程量
3	预埋钢板	t	0.000106	单个充电位工程量
4	预埋螺栓	t	0.00020	单个充电位工程量
5	柱	t	0.060	单个充电位工程量
6	梁	t	0.119	单个充电位工程量
7	PVDF1050克膜布雨棚	m²	2.5	单个充电位工程量
8	防雨帽及充电插座	个	1	单个充电位工程量
9	BV4配线	m	8.85	单个充电位工程量
10	配电箱	台	25.000	现场踏勘点位所有社区确定
11	电表	台	17.000	每个社区一台
12	充电插座主机	台	25.000	现场踏勘点位所有社区确定
13	枪机式监控器	台	25.000	现场踏勘点位所有社区确定
14	枪机式监控线	m	10.000	RVV6×0.5



中创合信

ZHONG CHUANG HE XIN

资质证书编号: A352012626
建筑行业(建筑工程)乙级
市政行业乙级
水利行业丙级
公路行业(公路)专业丙级
风景园林专项乙级
环境工程(水污染防治工程、大气污染防治工程、固体废物处理处置工程)专项乙级

备注

REMARK

项目编码
(打码机打码位置)

STAMP

审 定
AUTHORIZED
FOR ISSUE BY

王永亮

王永亮

审 核
REVIEWED BY

王 川

王 川

项目负责
PROJECT DIRECTOR

王永亮

王永亮

专业负责
DISCIPLINE
RESPONSIBLE

张建廷

张建廷

校 对
PRECHECKED BY

王 川

王 川

设 计
DESIGNED BY

张建廷

张建廷

建设单位
CONSTRUCT WITH

六盘水市水城区生态移民局

工程名称
PROJECT

2025年水城区21个易扶安置点电动自行车充电桩建设项目

子项名称
ITEM

图名

主要工程量表

设计号
PRO NO.

图 号
DRAWING NO.

35

版次
CHANGED NO.

A

图 别
DWC TYPE

日 期
DATE

2025. 1

注意:

本图须经签署并加盖本公司专用出图章方为有效;
本施工图应经相关部门审批通过后方可施工;
本图版权归中创合信设计集团有限公司所有。